

图例说明

[illegible]

安装方式及光源代号标注

说 明	代 号	说 明	代 号	说 明	代 号	说 明	代 号	代 号	说 明
线路敷设方式的标注		导线敷设部位的标注		灯具安装方式的标注		光源代号的标注		线路标注代号	
穿管敷设	SC	沿或跨架(屋架)敷设	AB	线吊式自在器线吊式	SW	电发光	FL	WP— 动力回路	
穿电线管敷设	MT	暗敷在梁内	BC	链吊式	CS	荧光	EL	WL— 照明回路	
穿塑料护套线	PC	沿或贴柱敷设	AC	管吊式	DS	汞	Hg	WPE— 应急动力回路	
穿阻燃半硬聚氯乙烯管敷设	FPC	暗敷在柜内	CLC	壁装式	W	石英灯	HI	WLE— 应急照明回路	
电缆桥架敷设	CT	沿墙面敷设	WE	吸顶式	C	碘	I	W— 动力支路	
金属线槽敷设	SR	暗敷设在墙内	WC	嵌入式	R	白炽	IN	WE— 应急动力支路	
塑料线槽敷设	PR	沿天棚或顶板面敷设	CE	顶棚内安装	CR	红外线	IR	N,n— 照明支线	
用钢索敷设	M	暗敷设在屋面或顶板内	CC	墙内安装	WR	发光二极管	LED	y— 应急照明支线	
穿聚氯乙烯塑料护套电线管敷设	KPC	吊顶内敷设	SCE	支架上安装	S	金属卤化物灯	MH		
穿金属软管敷设	CP	地板及地下敷设	FC	柱上安装	CL	钠汽	Na		
直接敷设	DB			座装	HM	氙	Ne		
电缆沟敷设	TC					靠外线	UV		
混凝土管敷设	CE					氙	Xe		

导线穿管选择一览表

BV线芯 面积 (mm ²)	焊接钢管(SC) (管内导线根数)							PVC管(PC) (管内导线根数)						电线管(MT) (管内导线根数)							
	2	3	4	5	6	7	8	2	3	4	5	6	7	8	2	3	4	5	6	7	8
2.5	20	20	20	20	20	20	20	20	20	20	20	25	25	25	19	19	19	19	25	25	25
4.0	20	20	20	20	20	20	25	20	20	20	25	25	32	32	19	19	19	25	25	25	25
6.0	20	20	20	20	20	25	25	20	20	25	25	32	32	40	19	19	25	25	25	32	32
10.0	20	25	25	32	32	32	40	25	32	40	40	40	50	50	25	32	32	38	38	51	51
16.0	25	25	32	32	40	40		32	40	40	50	50	50		25	32	38	38	51	51	

注: 1、管内空线面积 $\leq 6\text{mm}^2$ 时, 按不大于内孔截面积的33%计算;
10~50 mm^2 时, 按不大于内孔截面积的27.5%计算;
 $\geq 70\text{mm}^2$ 时, 按不大于内孔截面积的22%计算。

配电系统图制图符号含义说明表		
名 称	图 面 符 号	说 明
低压配电柜内开关代号 (使用范围: 低压配电柜系统图)		开关极数 $\begin{cases} 3P: 3 \text{ 极(相应相线有分断点)} \\ 4P: 4 \text{ 极(相应相线+N线, 有分断点)} \end{cases}$ $\begin{cases} \text{开关分断能力(F): } \geq 35\text{KA 且 } < 50\text{KA}, \\ \text{N: } \geq 50\text{KA 且 } < 70\text{KA}, \text{H: } \geq 70\text{KA 且 } < 100\text{KA}, \\ \text{S: } \geq 100\text{KA 且 } \leq 150\text{KA} \end{cases}$ 壳架电流 开关类型(ACB 为框架空气断路器; MCCB 为塑壳断路器)

配电系统图制图符号含义说明表		
名 称	图面符号	说 明
配电箱内 开关代号		漏电电流保护装置的动作时间 漏电电流保护装置的动作电流 开关极数 开关额定电流 空气断路器壳架电流
〈使用范围: 配电系统图〉		1P:1 极(相应相线有分断点) 2P:2 极(相应相线+N 线,有分断点) 3P:3 极(相应相线有分断点) 3P+N:4 极(相应相线有分断点) 4P:4 极(相应相线+N 线,有分断点) 开关分断能力: $F \geq 35\text{KA}$ 且 $< 50\text{KA}$, $N: \geq 50\text{KA}$ 且 $< 70\text{KA}$, $H: \geq 70\text{KA}$ 且 $< 100\text{KA}$, 开关类型(MCCB 为塑壳断路器)

名 称	图 面 符 号	说 明
配电箱内 开关代号	 -  A /  P /  mA -  S	漏电电流保护装置的动作时间
〈使用范围: 配电系统图〉		漏电电流保护装置的动作电流
		开关极数
		开关额定电流
		开关脱扣特性(C为C特性、D为D特性)
		微型断路器壳架电流
		开关类型(MCB为微型断路器)

注：用于电子信息设备、医疗电气设备的漏电电流保护装置应采用电磁式。

会 签 Joint Check up			
总图		暖通	
规划		电气	
建筑		园林	
结构		种植	
给排水			

■ 备注 Notes

- 1、本图纸的版权,属国昇设计有限责任公司所有,如未经本公司书面通知不能使用,严禁用于本工程以外范围;
- 2、所有图纸上的比例应根据图纸所表示的比例而定,如有不符合与本公司查询;
- 3、承建商施工前应先到工地核对,如有任何问题请在开工前直接联络本公司,否则如有任何问题将由承建商承担。

■ 平面示意 Plane Diagram

 单位出图章 Company Seal



■ 簽 署

项目负责人 Item.Prin	左 伟	左伟
专业负责人 Chief	杨家龙	杨家龙
审 定 Approved	朴 敏	朴敏
审核 Examined	杨家龙	杨家龙
校对 Checked	邹欣一	邹欣一
设计 Designed	赵春伟	赵春伟

■ 建设单位

广东省广裕集团韶关北江实业有限责任公司

■ 工程名称

广裕北江公司3、4号厂房劳动现场改造工程

子项名称

■ 图纸名称


工程号 Pjt. No.	GS-FGS-SG -2026-016	图 号 Dwg. No.	DS-SM2
专 业 Dept.	电 气	阶 段 Stage	施工图
比 例 Scale	-	日 期 Date	2026.06
版 次 Ver.	第一版	备 注 Remark	

建 筑	结 构	电 气	通 风
-----	-----	-----	-----




序号	数量	机器设备名称	单台功率-W	合计功率-KW
1	93	单杆车	500	46.5
2	10	拆边机	1200	12
3	9	修边机	500	4.5
4	6	压骨机	400	2.4
5	6	烤箱	1200	7.2
6	8	铲皮机	400	3.2
7				
8				
9				
10				
11				
12				
13				
14				
15				
16				
总功率				75.8

[illegible]

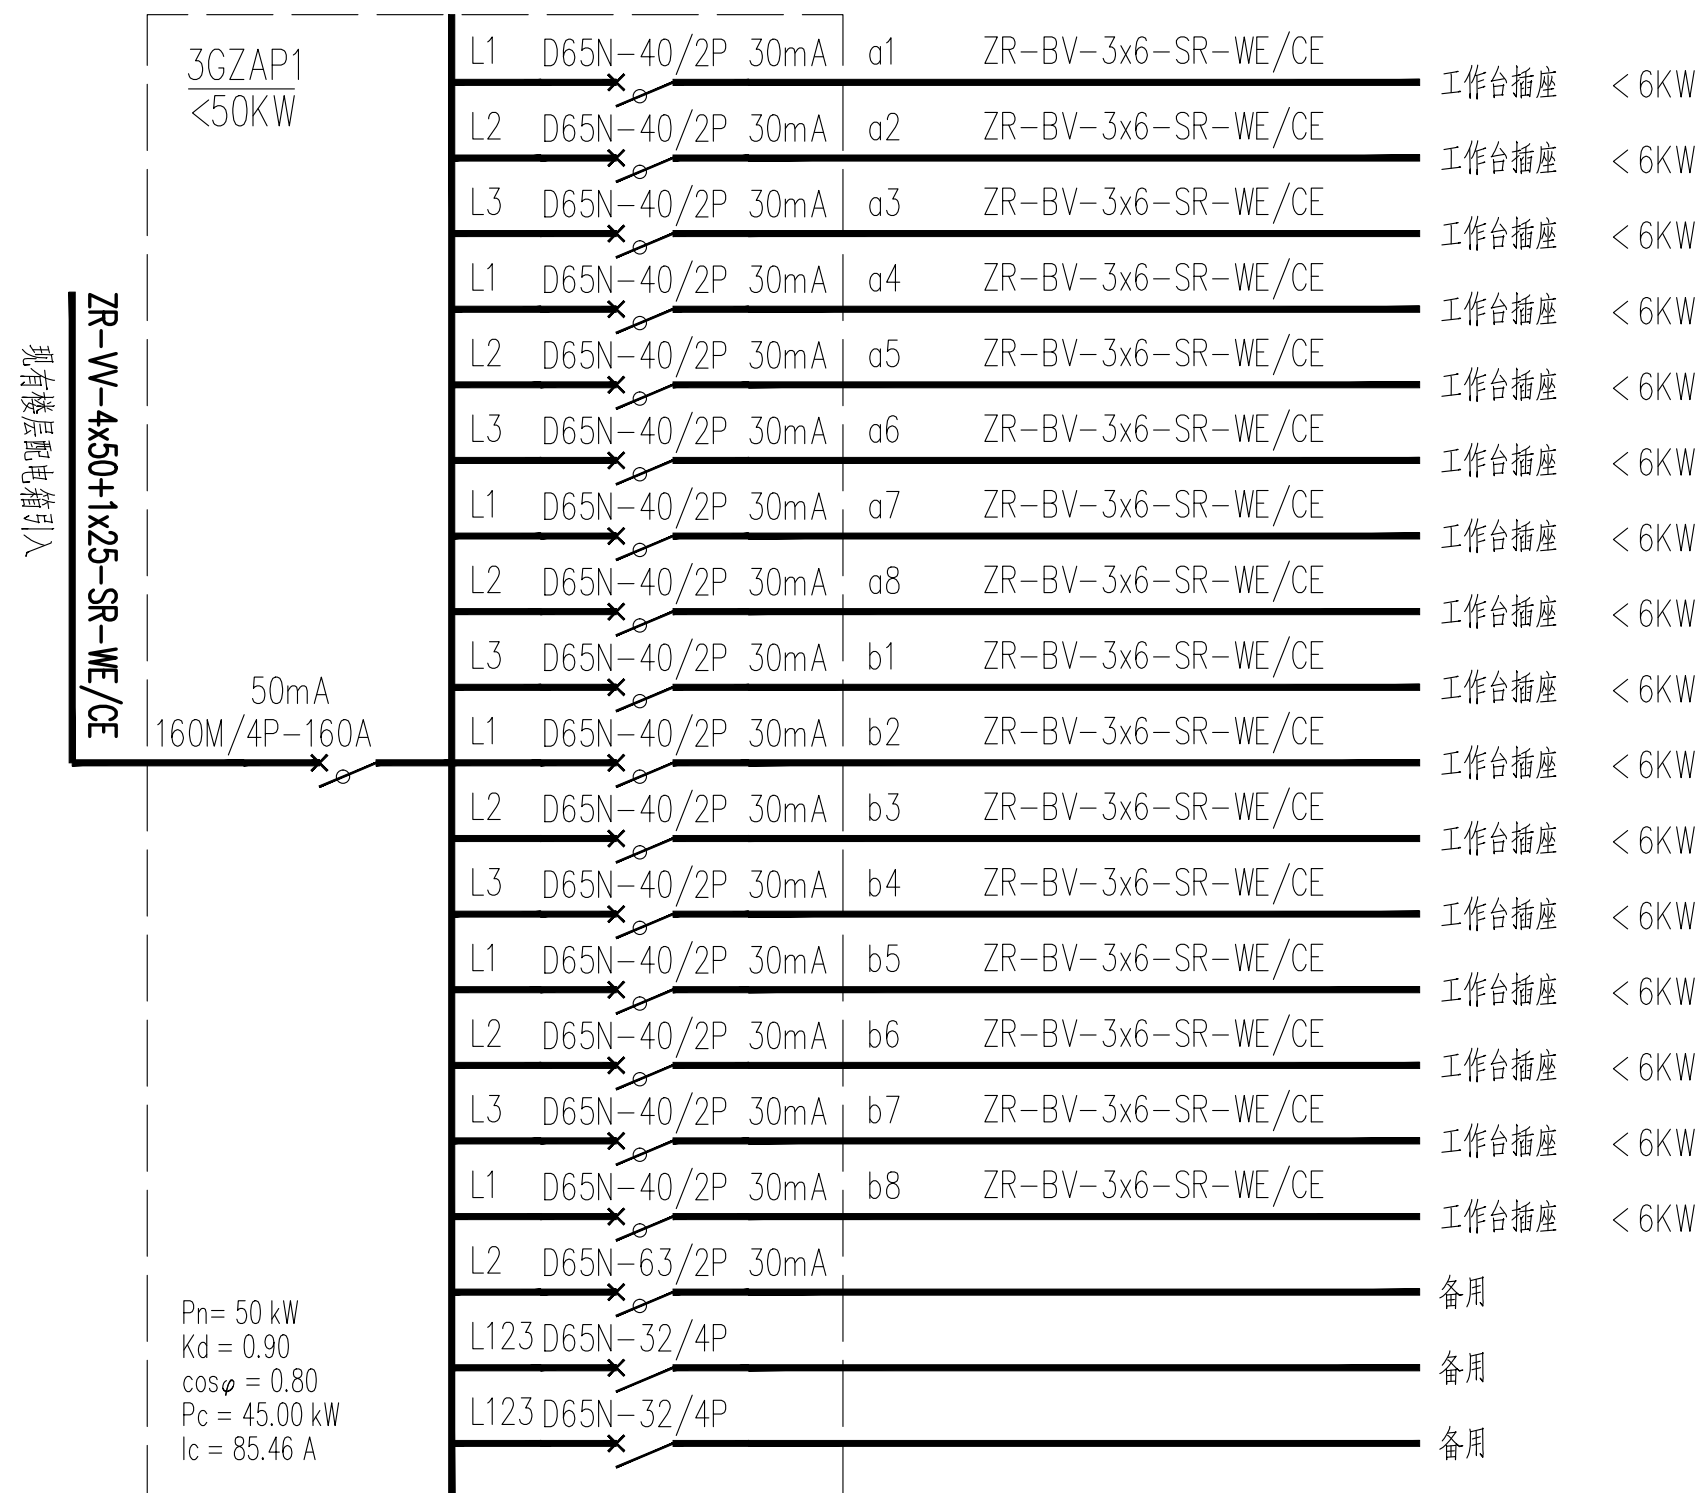

3GZAP1工作台插座配电箱系统图

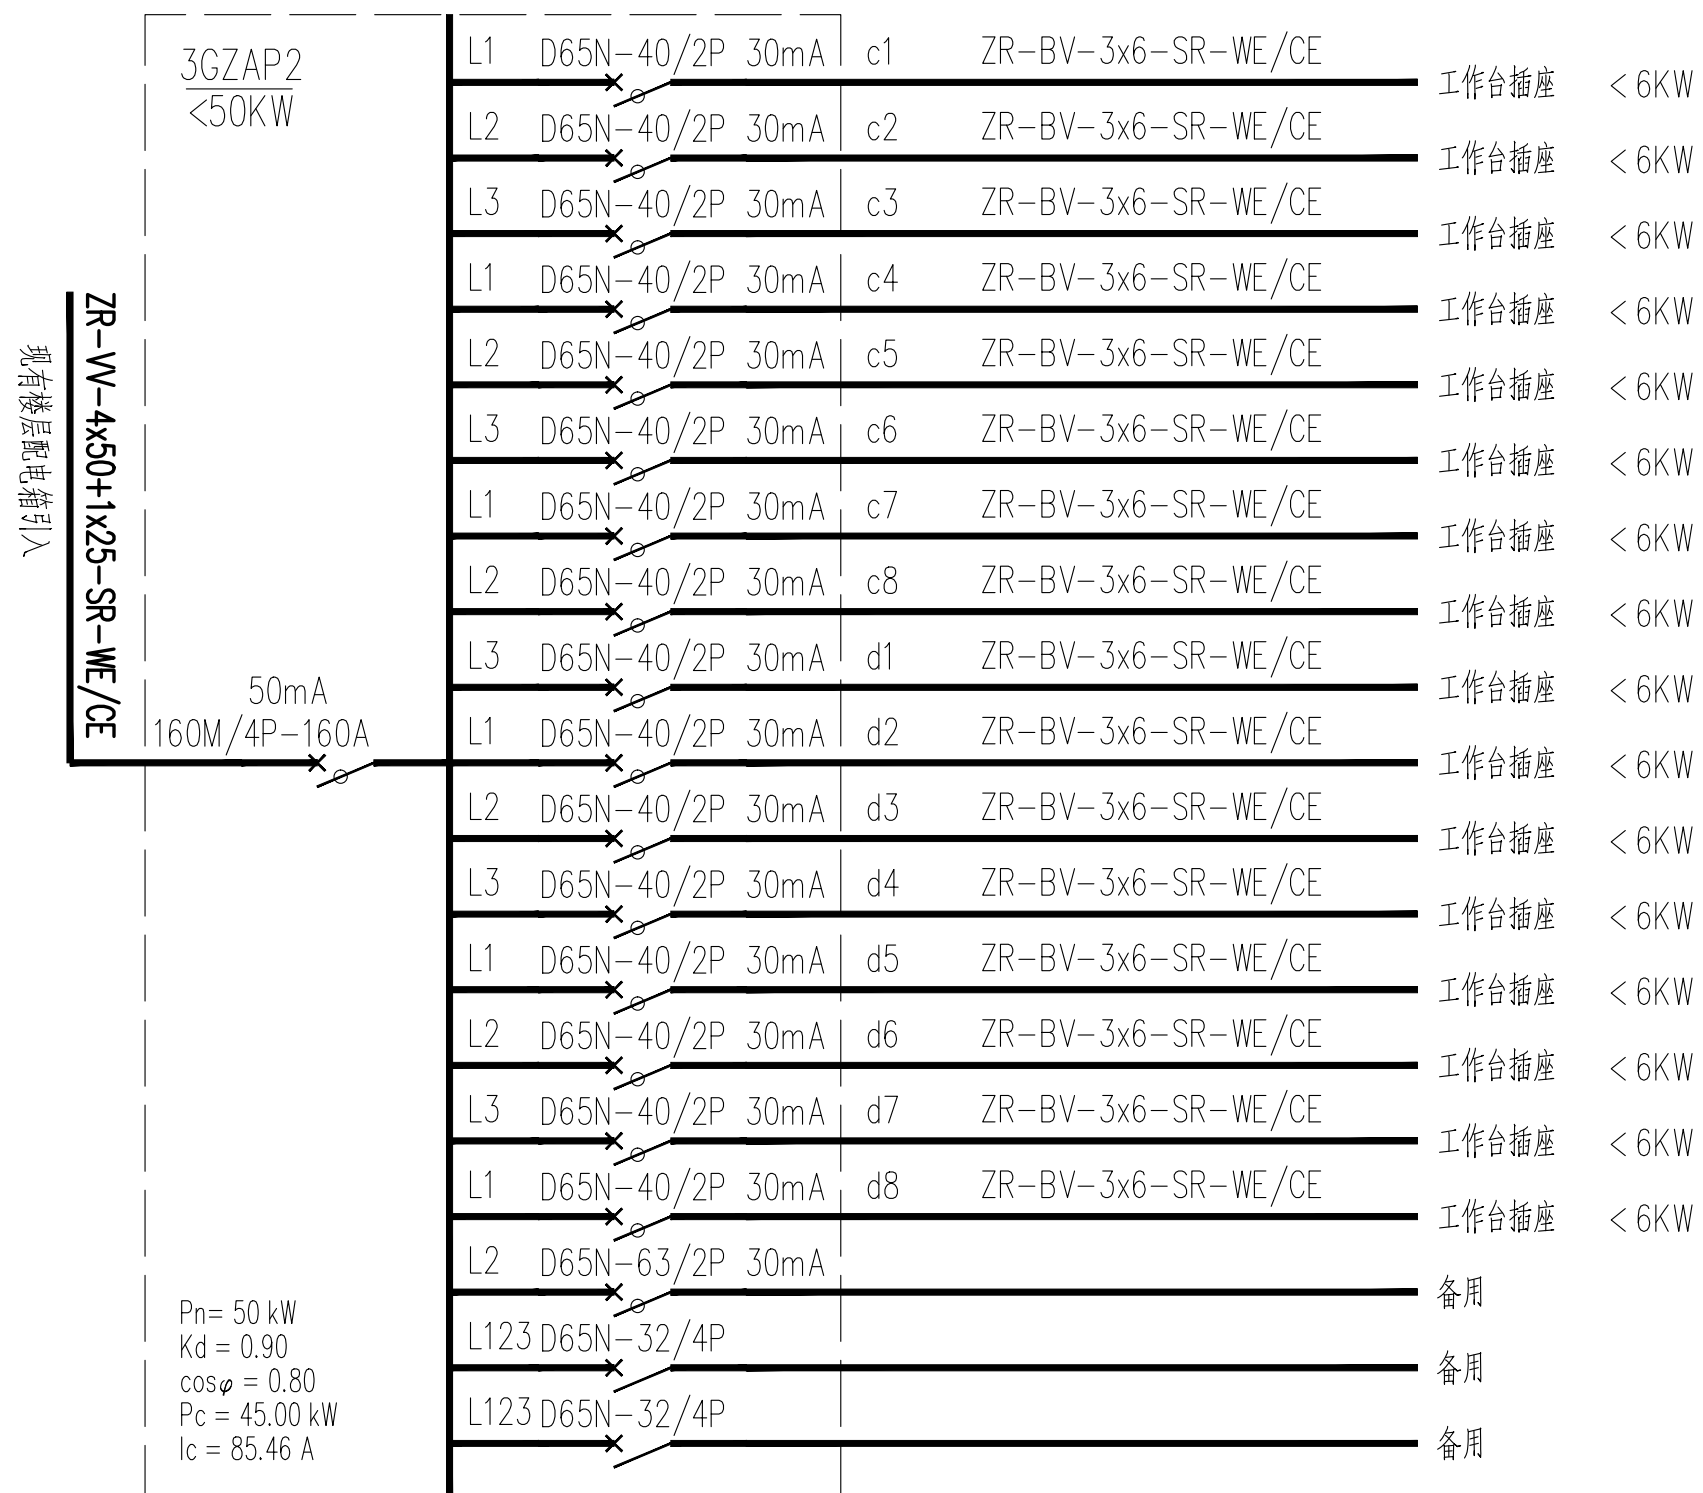

3GZAP2工作台插座配电箱系统图

会 签

Joint Check up

总图

暖通

规划

电气

建筑

园林

结构

种植

给排水

■ 备 注

Notes

1、本图纸的版权,属国昇设计有限责任公司所有.如未经本公司书面通知不得使用,严禁用于本工程以外范围;

2、所有图纸上的比例应根据图纸所表示的比例而定,如有不符合应与本公司查询;

3、承建商施工前应先到工地核对,如有任何问题请在开工前直接联络本公司,否则如有任何问题将由承建商承担。

■ 平面示意

Plane Diagram

■ 单位出图章

Company Seal

国昇设计有限责任公司

Guosheng Design Co., Ltd.

建筑行业 (建筑工程)

甲级

A161013216

建筑行业 (建筑工程)

甲级

A161013216

风景园林工程

甲级

A161013216

环境工程 (水污染防治工程)

甲级

A161013216

电力行业 (送变电工程、风力发电、新能源发电)

甲级

A161013216

乙级

A261128659

市政行业 (给水工程、排水工程、桥梁工程、城镇燃气工程、热力工程、环境卫生工程)

乙级

A261128659

公路行业 (公路)

乙级

A161013216

水利行业

乙级

A161013216(备)

建筑行业人防工程、冶金行业的安全工程

乙级

A261128659

机械行业建筑工程、轻纺纺织工程

乙级

A261128659

建筑幕墙工程、机电工程

乙级

A261128659

城乡规划

甲级

自资核审字23810797

工程勘察

乙级

B261110145

工程造价

乙级

乙232661010386

工程咨询

乙级

乙232661010117

工程监理

乙级

乙2611022700

■ 签 署

项目负责人

Item.Prin

左 伟



专业负责人

Chief

杨家龙



审 定

Approved

朴 敏



审核

Examined

杨家龙



校对

Checked

邹欣一



设计

Designed

赵春伟



■ 建设单位

广东省广裕集团韶关北江实业有限公司

■ 工程名称

广裕北江公司3、4号厂房劳动现场改造工程

■ 子项名称

3号厂房

■ 图纸名称

三层(三监区二分监区)配电系统图

工程号

Pjt. No.

GS-FGS-SG-2026-016

图 号

Dwg. No.

DS-1.04

专 业

Dept.

电气

阶 段

Stage

施工图

比 例

Scale

-

日 期

Date

2026.06

版 次

Ver.

第一版

备 注

Remark

注: 五层照明参同四层。




工作台示意

注：楼层标高说明。

楼层编号	楼层标高
1F	0.00
2F	4.20
3F	8.40
4F	12.60
5F	16.80
WM	21.00

序号	数量	机器设备名称	单台功率-W	合计功率-KW
1	5	裁线机	800	4
2	4	弹簧机	1500	6
3	5	成测机	100	0.5
4	7	半测机	100	0.7
5	15	切脚机	200	3
6	4	层间机	100	0.4
7	1	拔线机	200	0.2
8	2	胶布机	50	0.1
9	6	脱模机	100	0.6
10	3	烤胶机	500	1.5
11	2	箱式干燥机	5000	10
12	2	箱型烤箱	5000	10
13	2	柜式烤箱	9500	19
14	1	隧道式烤箱	24000	24
15	4	扒皮机	400	1.6
16	10	锡炉	2000	20
总功率				101.6

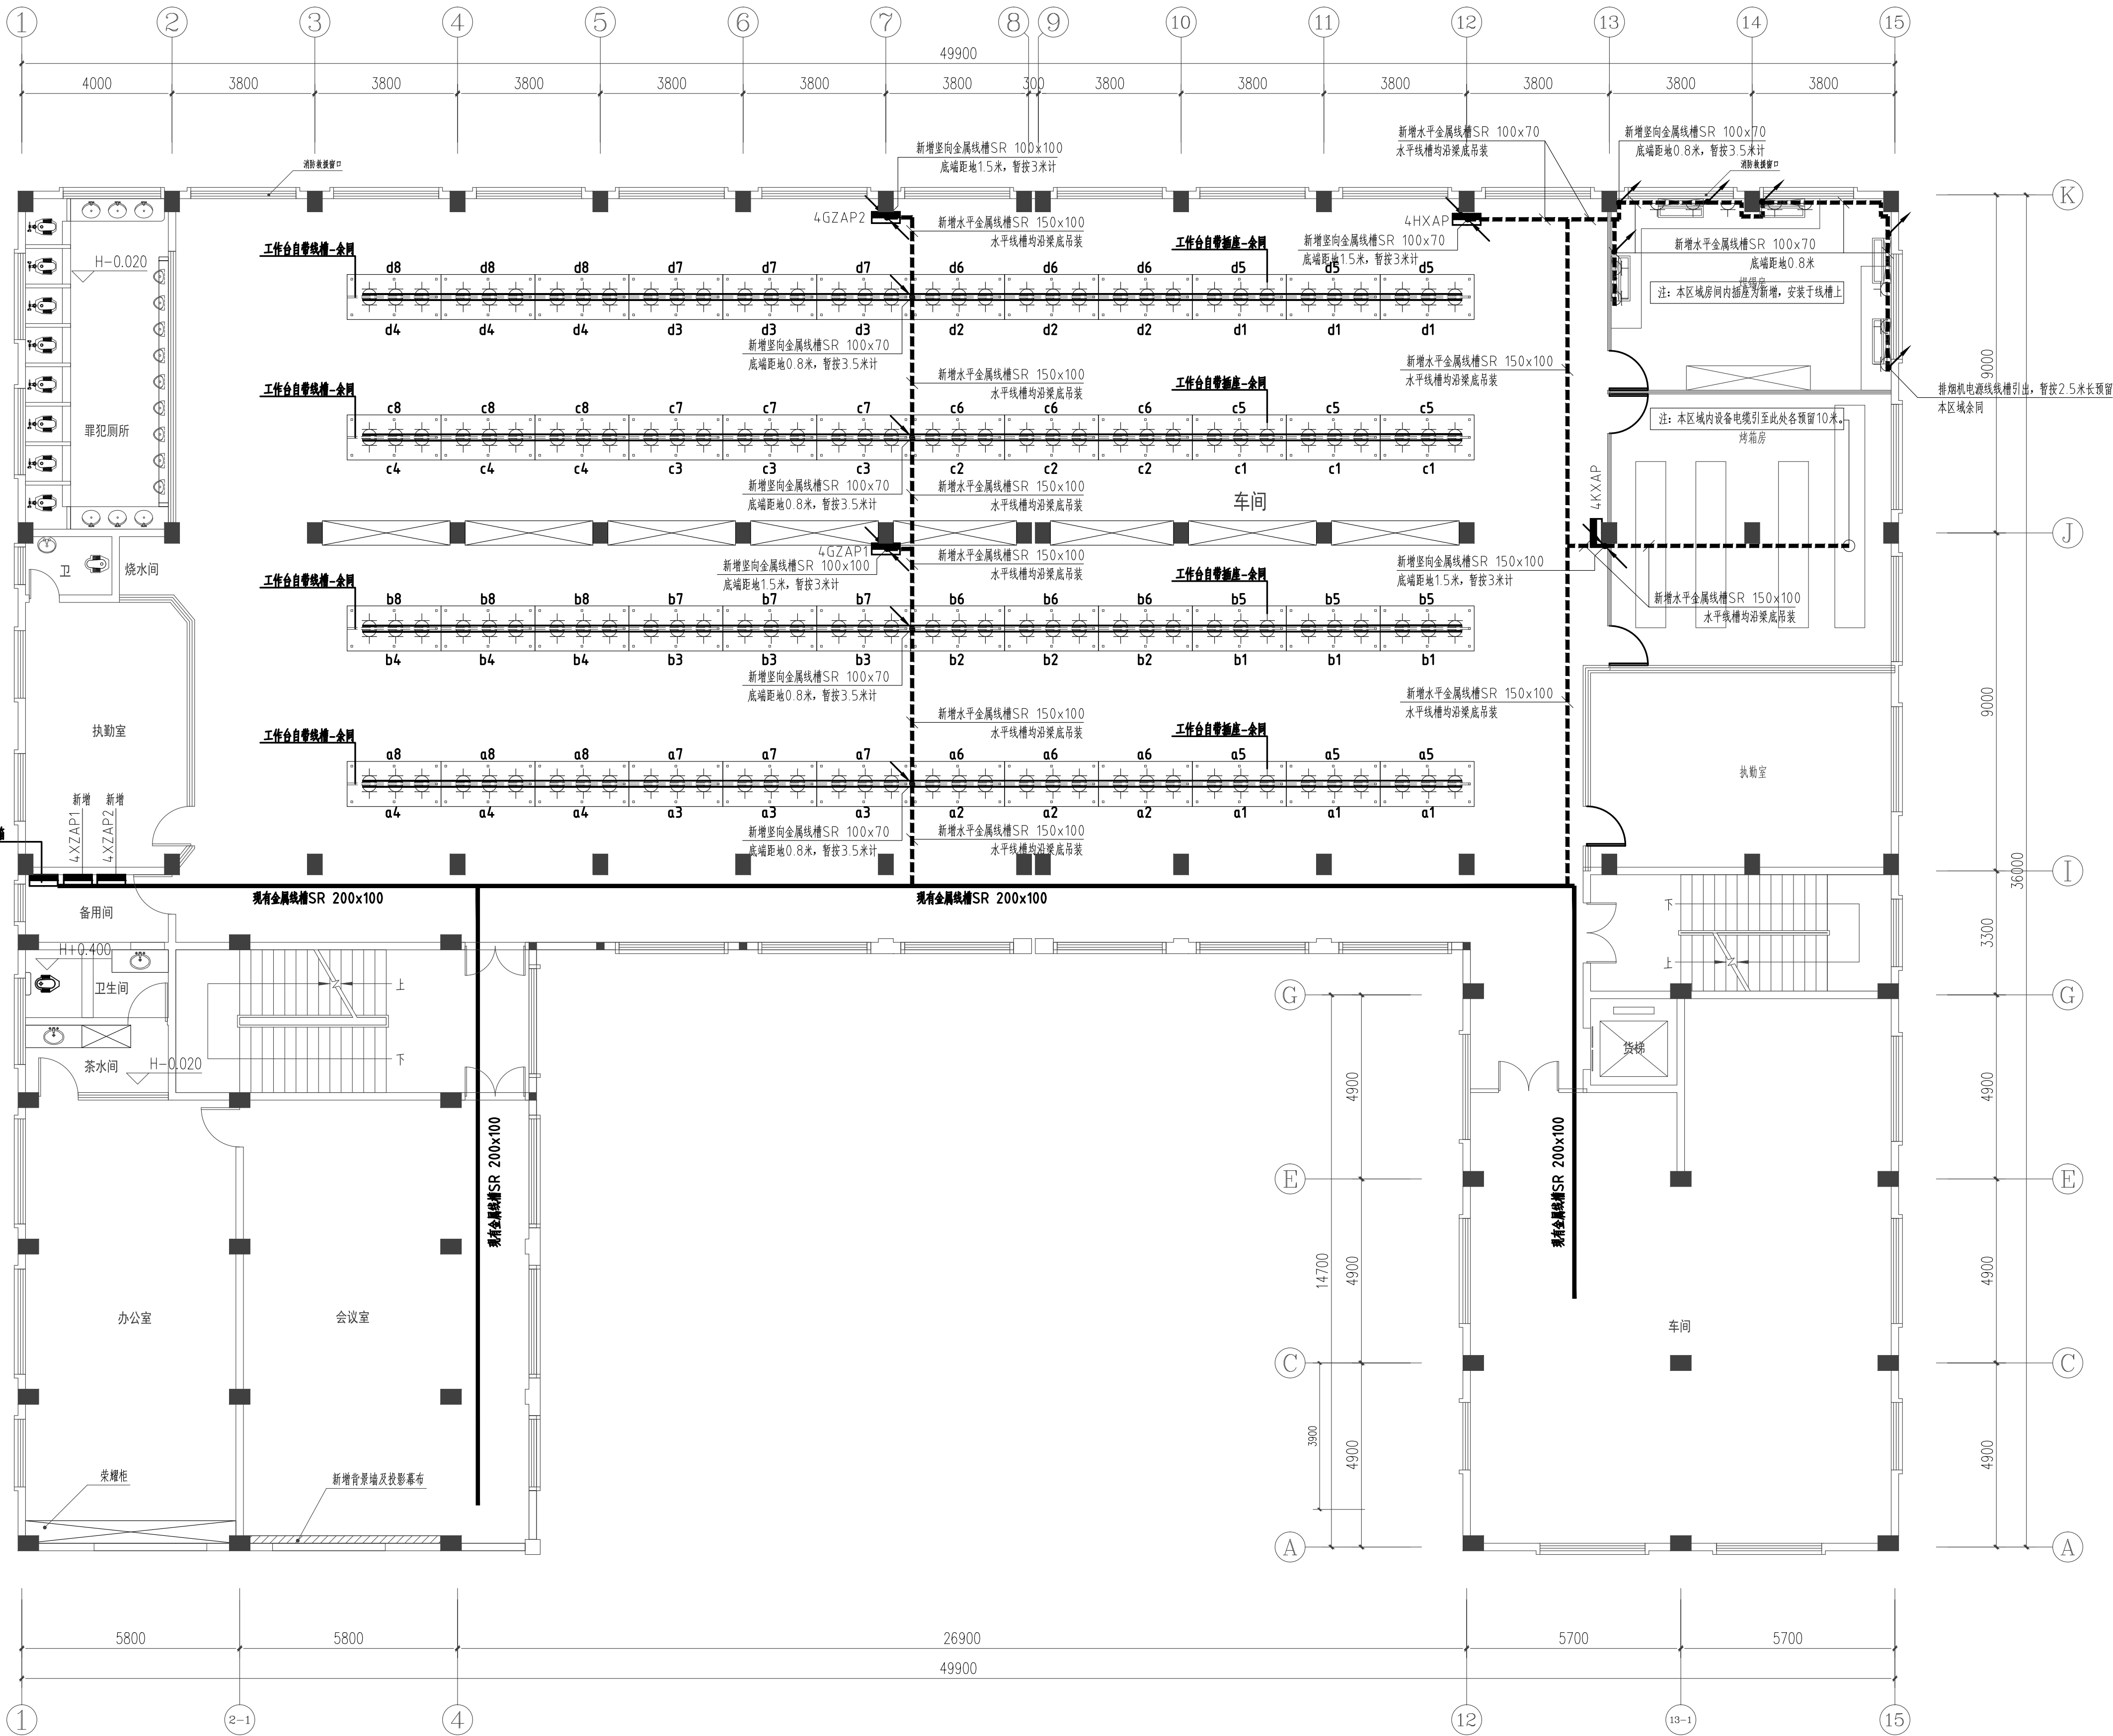

四层（五监区一分监区）工作台动力配电平面图 1:100

■ 会签 Joint Check up

总图		暖通	
规划		电气	
建筑		园林	
结构		种植	
给排水			

■ 备注 Notes

- 1、本图纸的版权、属国设计有限公司所有，如未经本公司书面通知不得使用，严禁用于本工程以外范围；
- 2、所有图纸上的比例应根据图例所表示的比例而定，如有不符应与本公司查核；
- 3、承建商施工前应先期到工地核对，如有任何问题请在开工前直接联系本公司，否则如有任何问题将由承建商承担。

■ 平面示意 Plate Diagram

■ 单位出图章 Company Seal



国界设计有限责任公司

Guojie Design Co., Ltd.

建筑设计（建筑工程）甲级 0600002014

结构设计（建筑工程）甲级 0600002014

环境工程（水污染防治工程）甲级 0600002014

环境工程（大气污染防治工程）甲级 0600002014

电力工程（送电、变配电、风力发电、新能源发电）乙级 020120009

热能动力工程（热力、制冷、空调、通风、采暖、通风空调工程）乙级 020120009

制冷技术（制冷）乙级 040101010

制冷技术（制冷）乙级 040101010

 
 
制冷技术（制冷）乙级 040101010

制冷技术（制冷）乙级 040101010

制冷技术（制冷）乙级 040101010

制冷技术（制冷）乙级 040101010

制冷技术（制冷）乙级 040101010



序号	数量	机器设备名称	单台功率-W	合计功率-KW
1	2	电饭锅	1000	2
2	29	热风枪	1800	52.2
3	7	加热器	2000	14
4	10	导通机	5	0.05
5	2	烘线机	2000	4
6	2	端子机	200	0.4
7	2	剥皮机	5	0.01
8	6	380V小烤箱	2000	12
9	8	绞线机	10	0.08
10	8	焊机	200	1.6
11	3	切管机	40	0.12
12				
13				
14				
15				
总功率				86.46

[illegible]



工作台示意

工作台照明灯自带线槽

工作台插座自带线槽

K

J

H

G

E

C

A

1

2

4

5

6

7

8

9

10

11

12

13

14

16

17

10000

10000

36000

3400

4200

4200

4200

4200

5700

5700

3800

3800

3800

300

3800

3800

3800

3800

3800

3800

5800

5800

1

3

5

6

7

8

9

10

11

12

13

15

17

首层（十监区一分监区）照明配电平面图 1:100

■ 会签 Joint Check up

暖通

电气

园林

种植

 
给排水

■ 备注 Notes

- 1、本图纸的版权, 属国设计有限公司所有, 如未经本公司书面通知不得使用, 严禁用于本工程以外范围;
- 2、所有图纸上的比例应根据图例所表示的比例而定, 如有不符应与本公司查核;
- 3、承建商施工前应先期到工地核对, 如有任何问题请在开工前直接联系本公司, 否则如有任何问题将由承建商承担。

■ 平面示意 Plate Diagram

■ 单位出图章 Company Seal



国设计有限公司

Guangdong Design Co., Ltd.

建筑设计 (建筑工程)	甲级	0600000214
结构设计 (建筑工程)	甲级	0600000214
暖通空调 (建筑工程)	甲级	0600000214
给排水 (建筑工程)	甲级	0600000214
电气 (建筑工程)	甲级	0600000214
人防工程 (建筑工程)	甲级	0600000214
消防设施 (建筑工程)	甲级	0600000214
幕墙工程 (建筑工程)	甲级	0600000214
钢结构工程 (建筑工程)	甲级	0600000214
岩土工程 (建筑工程)	甲级	0600000214
勘察 (建筑工程)	甲级	0600000214
测绘 (建筑工程)	甲级	0600000214
城乡规划 (建筑工程)	甲级	0600000214
风景园林 (建筑工程)	甲级	0600000214
文物保护 (建筑工程)	甲级	0600000214
古建筑 (建筑工程)	甲级	0600000214
石窟寺 (建筑工程)	甲级	0600000214
近现代重要史迹及代表性建筑 (建筑工程)	甲级	0600000214
其他 (建筑工程)	甲级	0600000214

■ 签署

项目负责人

左伟

专业负责人

杨金龙

审定

朴敏

审核

杨金龙

校对

邹欣一

设计

赵春伟

■ 建设单位

广东省广裕集团韶关北江实业有限责任公司

■ 工程名称

广裕北江公司3、4号厂房劳动现场改造工程

■ 子项名称

4号厂房

■ 图纸名称

首层（十监区一分监区）照明配电平面图

工程号

GS-FGS-SG

Pjt. No.

-2026-016

图号

DS-2.00-1

专业

电气

阶段

施工图

比例

日期


 
2026.06

版次


第一版

备注

Remark

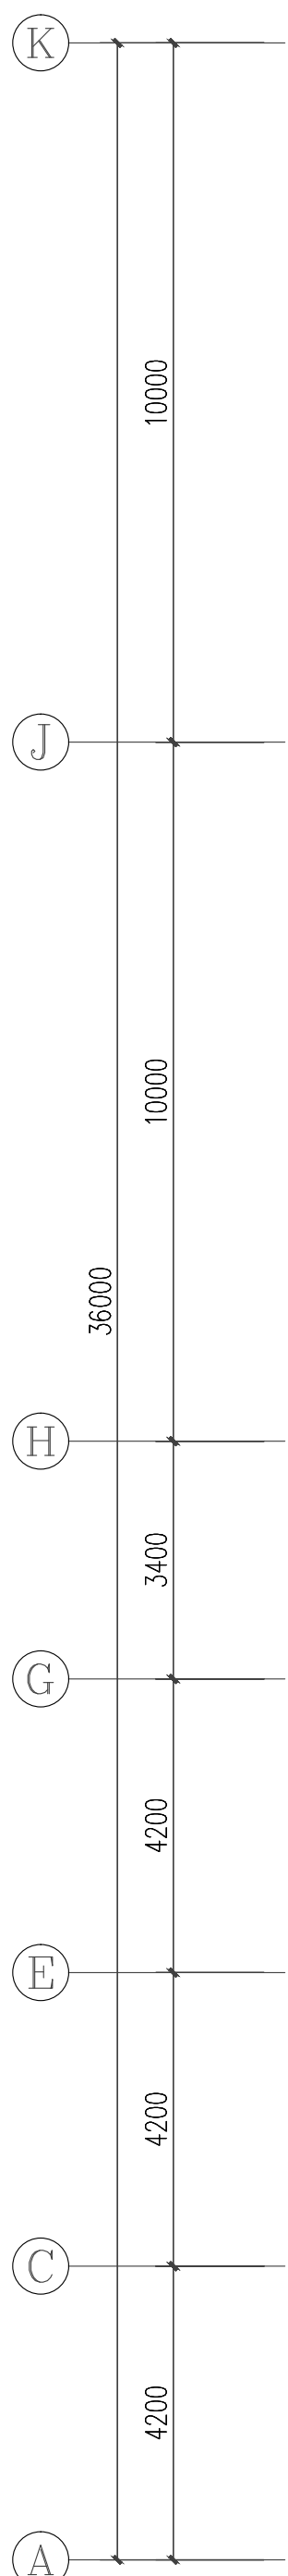

楼层编号	楼层标高
1F	0.00
2F	4.20
3F	8.40
4F	12.60
5F	16.80
WM	21.00

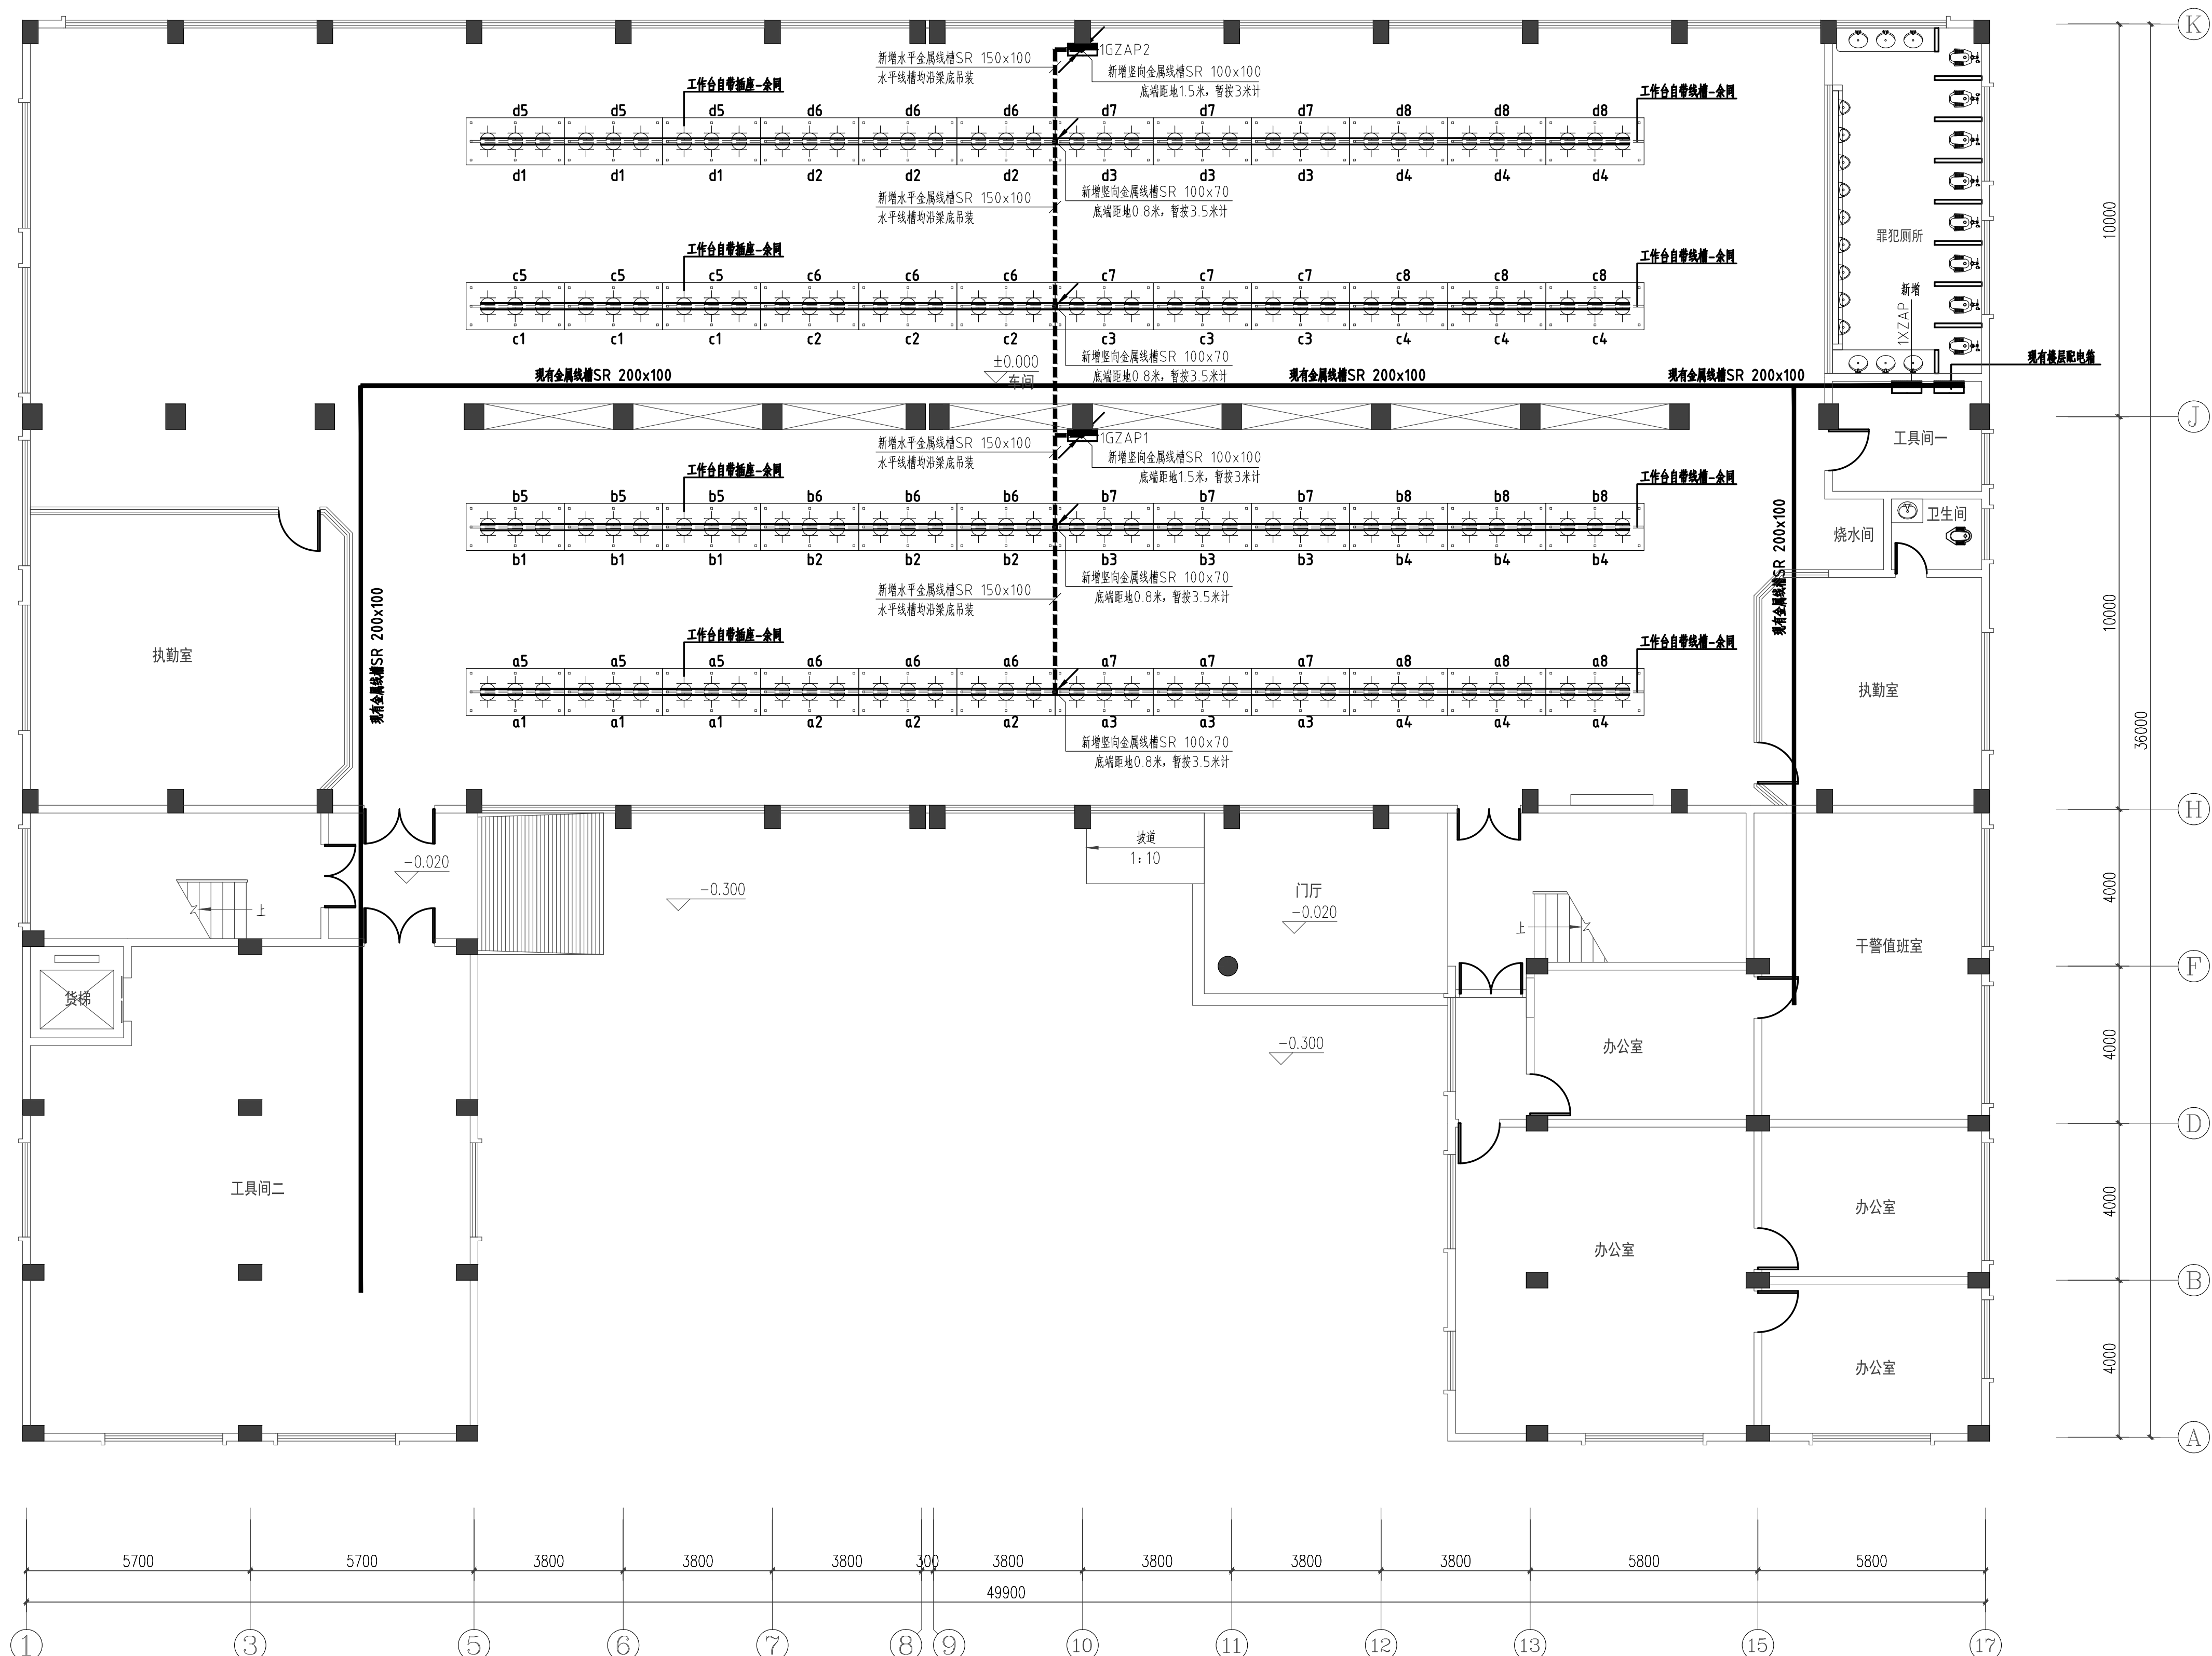


首层（十监区一分监区）工作台动力配电平面图 1:100

[illegible]

现有楼层配电箱引入


ZR-W-4x50+1x25-SR-WE

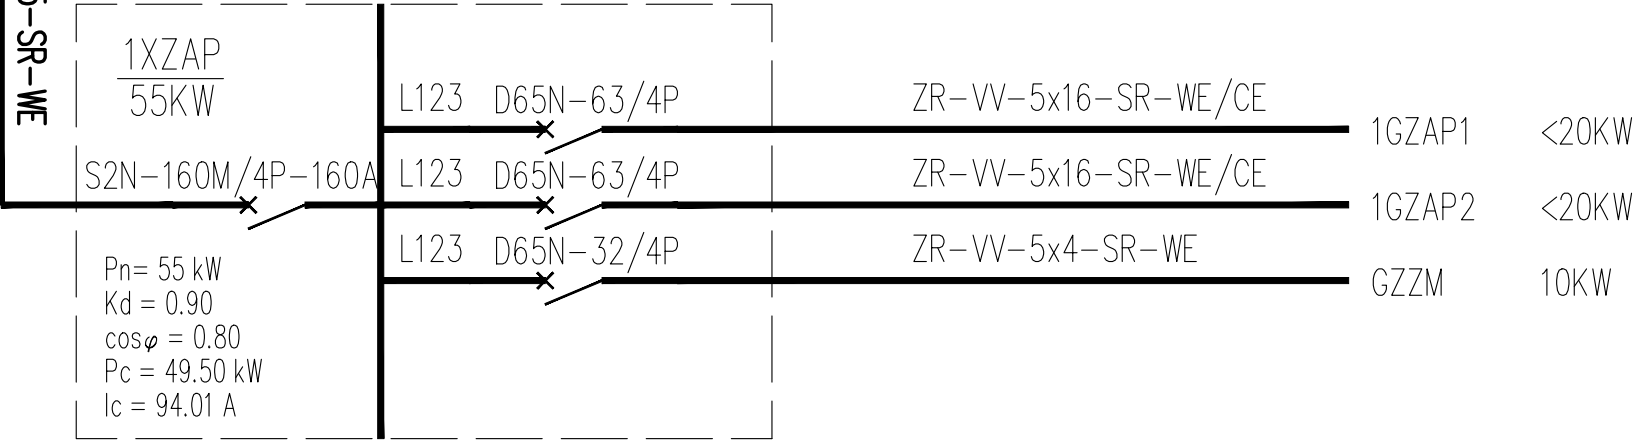

1XZAP新增楼层动力配电箱系统图

1XZAP新增楼层动力配电箱引入


ZR-W-5x16-SR-WE/CE

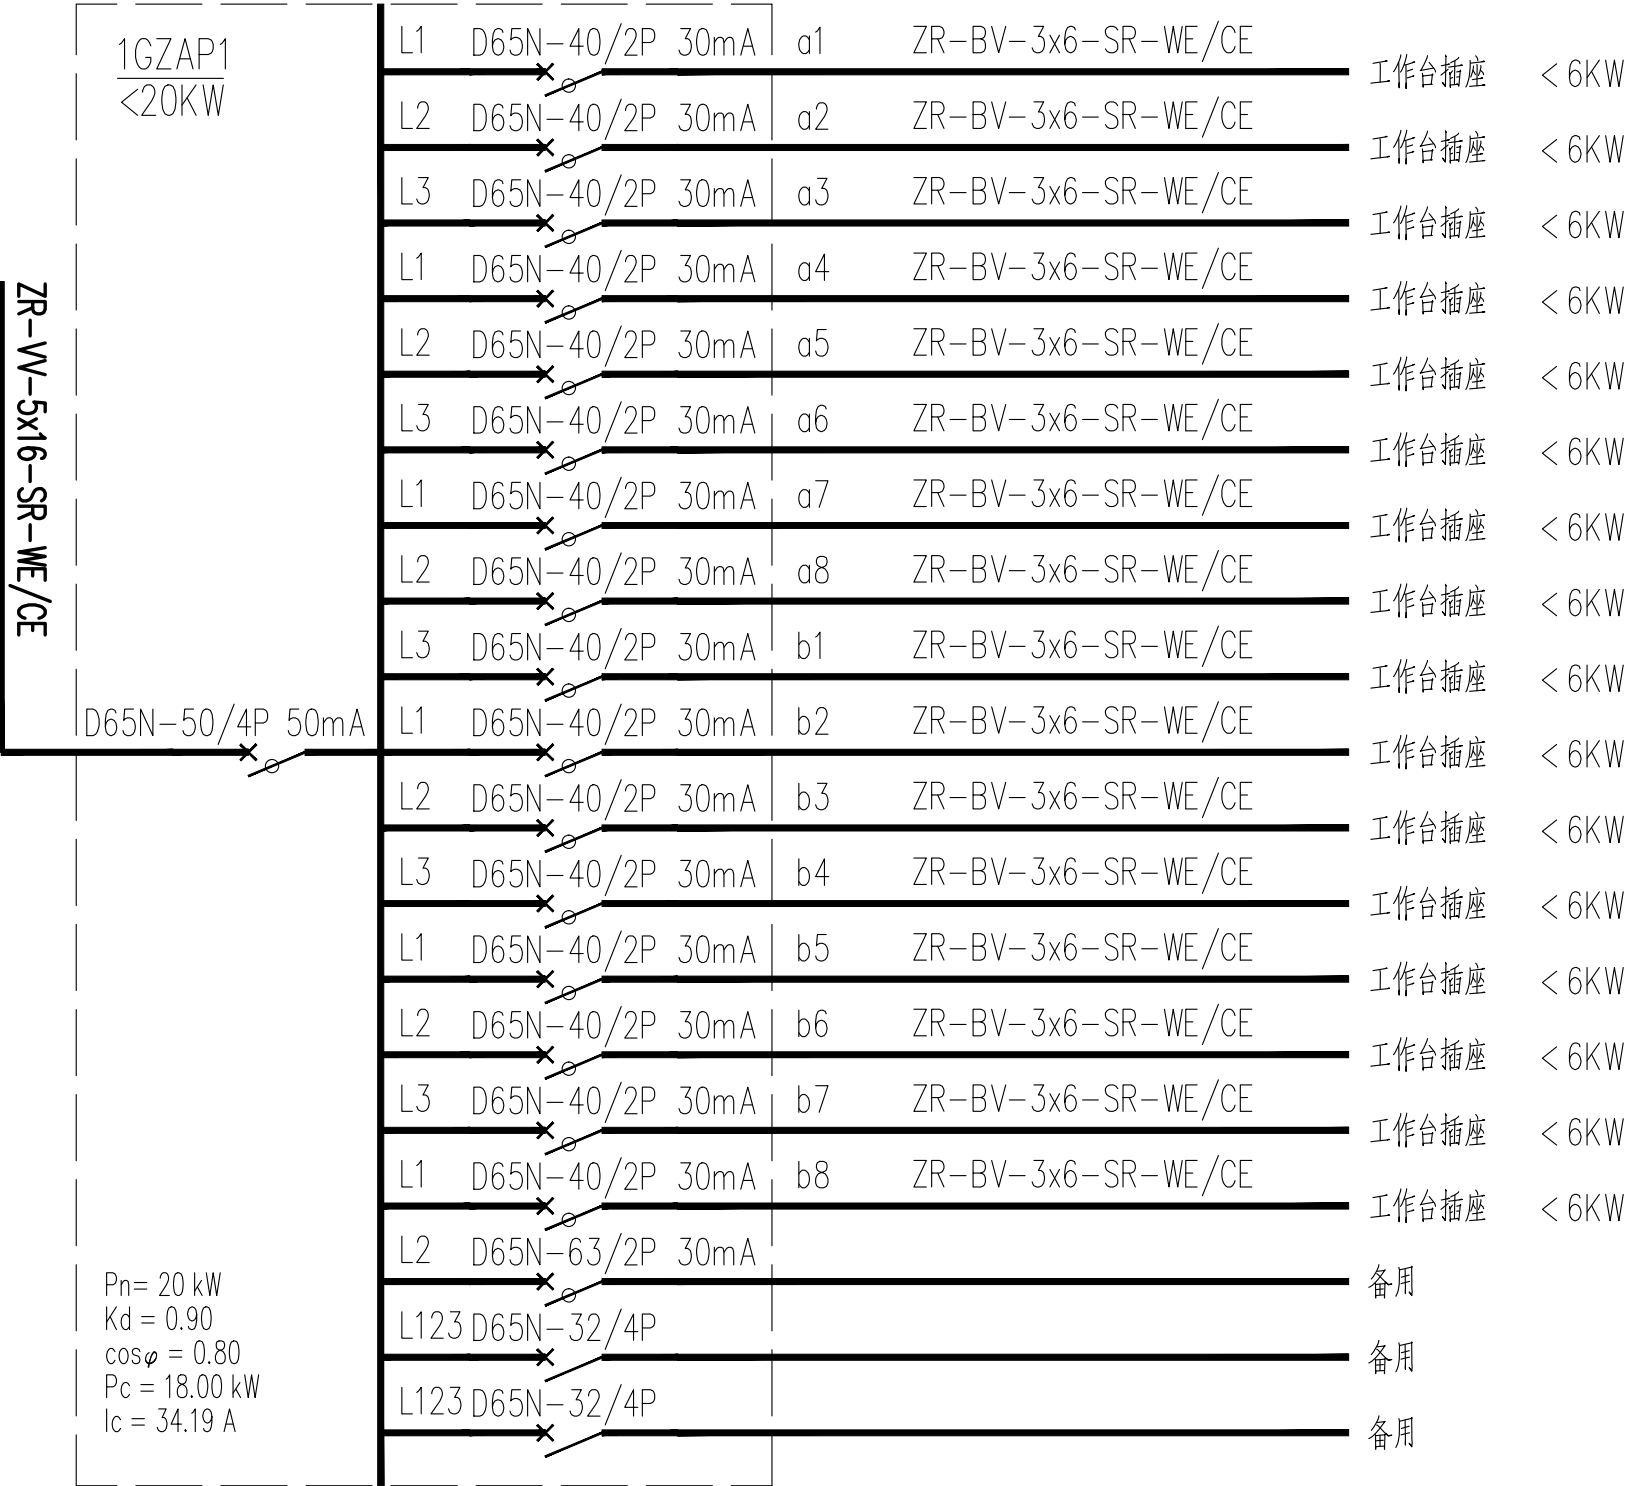

1GZAP1工作台插座配电箱系统图

1XZAP新增楼层动力配电箱引入


ZR-W-5x16-SR-WE/CE

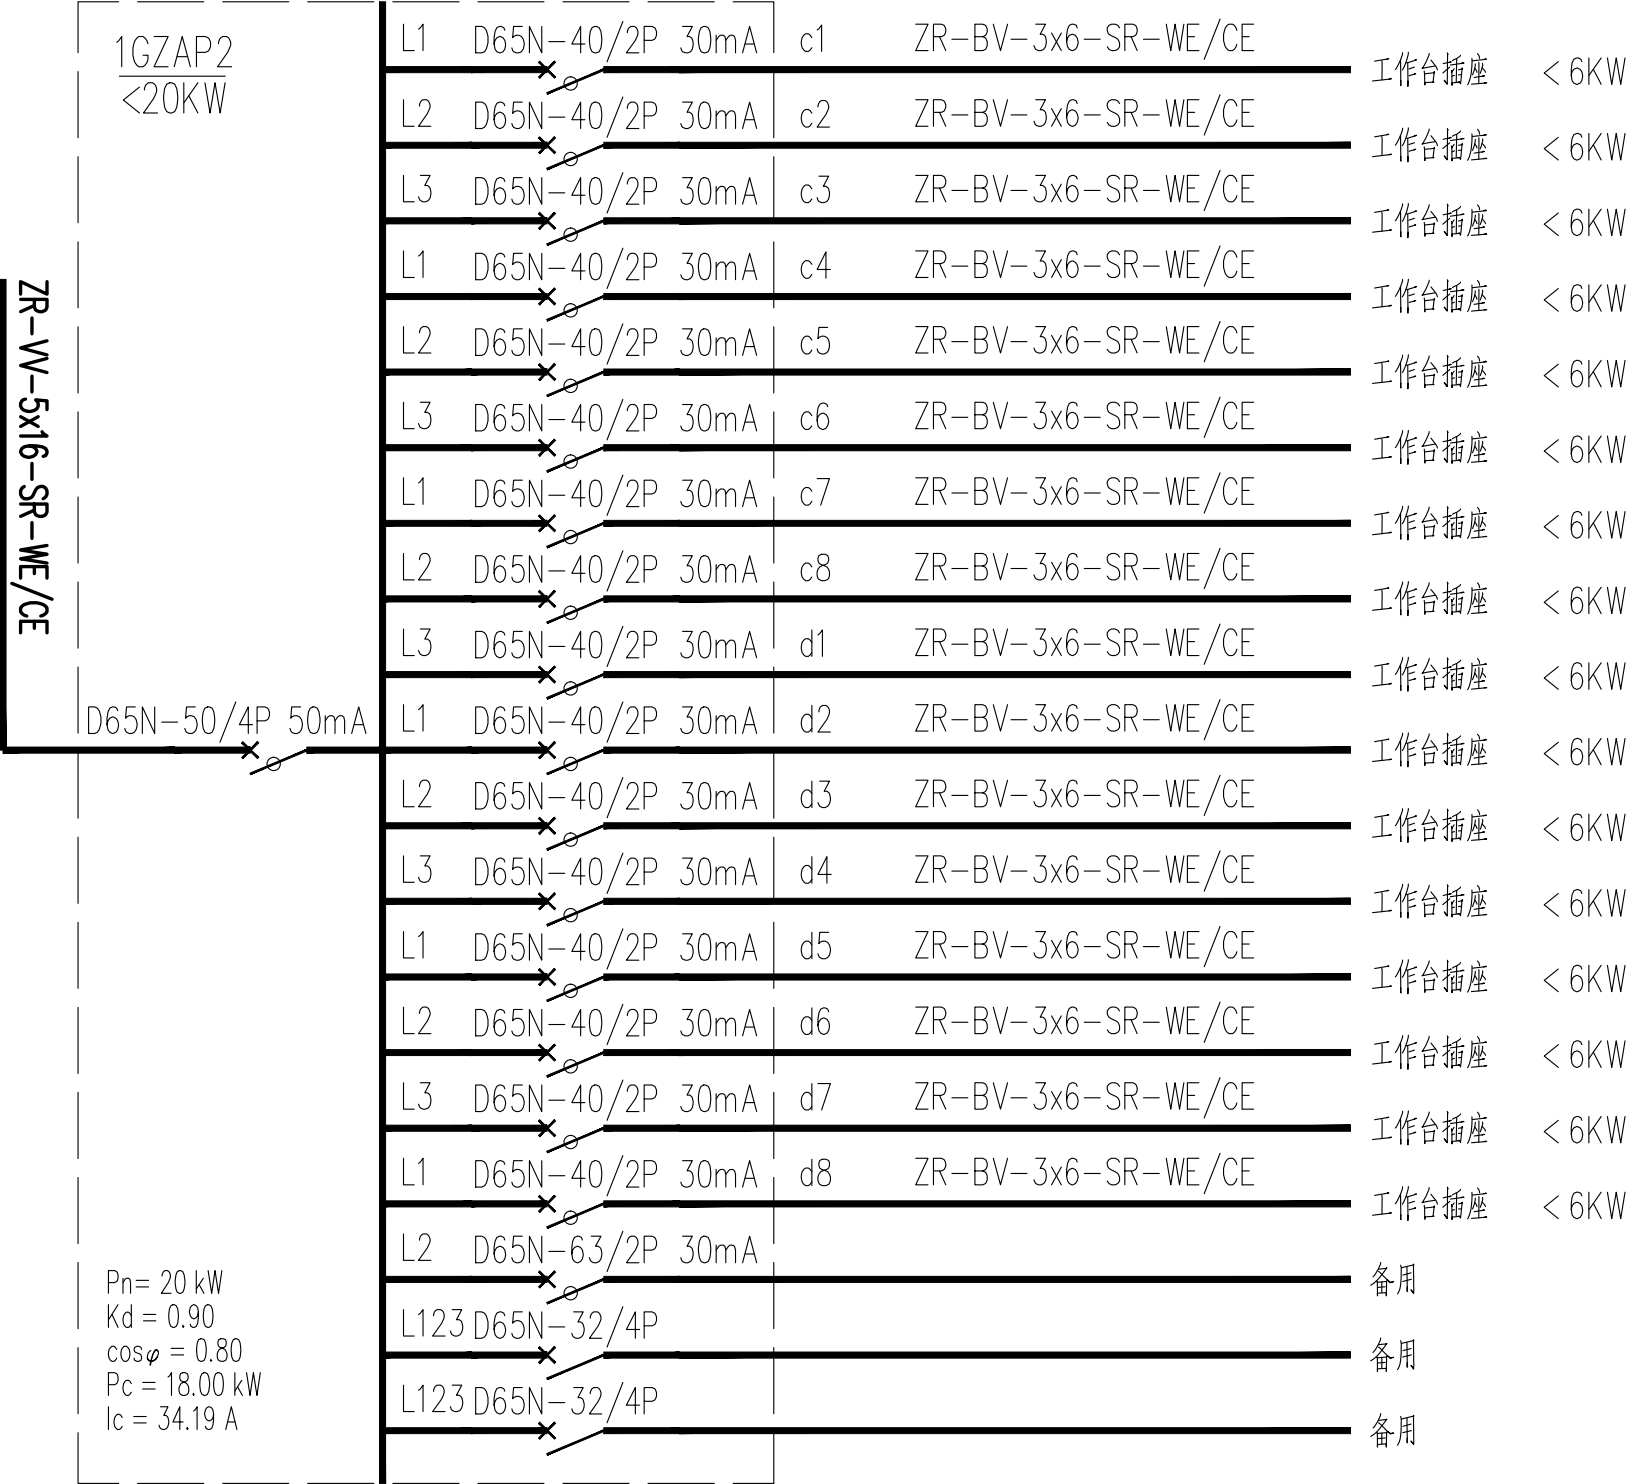

1GZAP2工作台插座配电箱系统图

1XZAP新增楼层动力配电箱引入

ZR-W-5x4-SR-WE

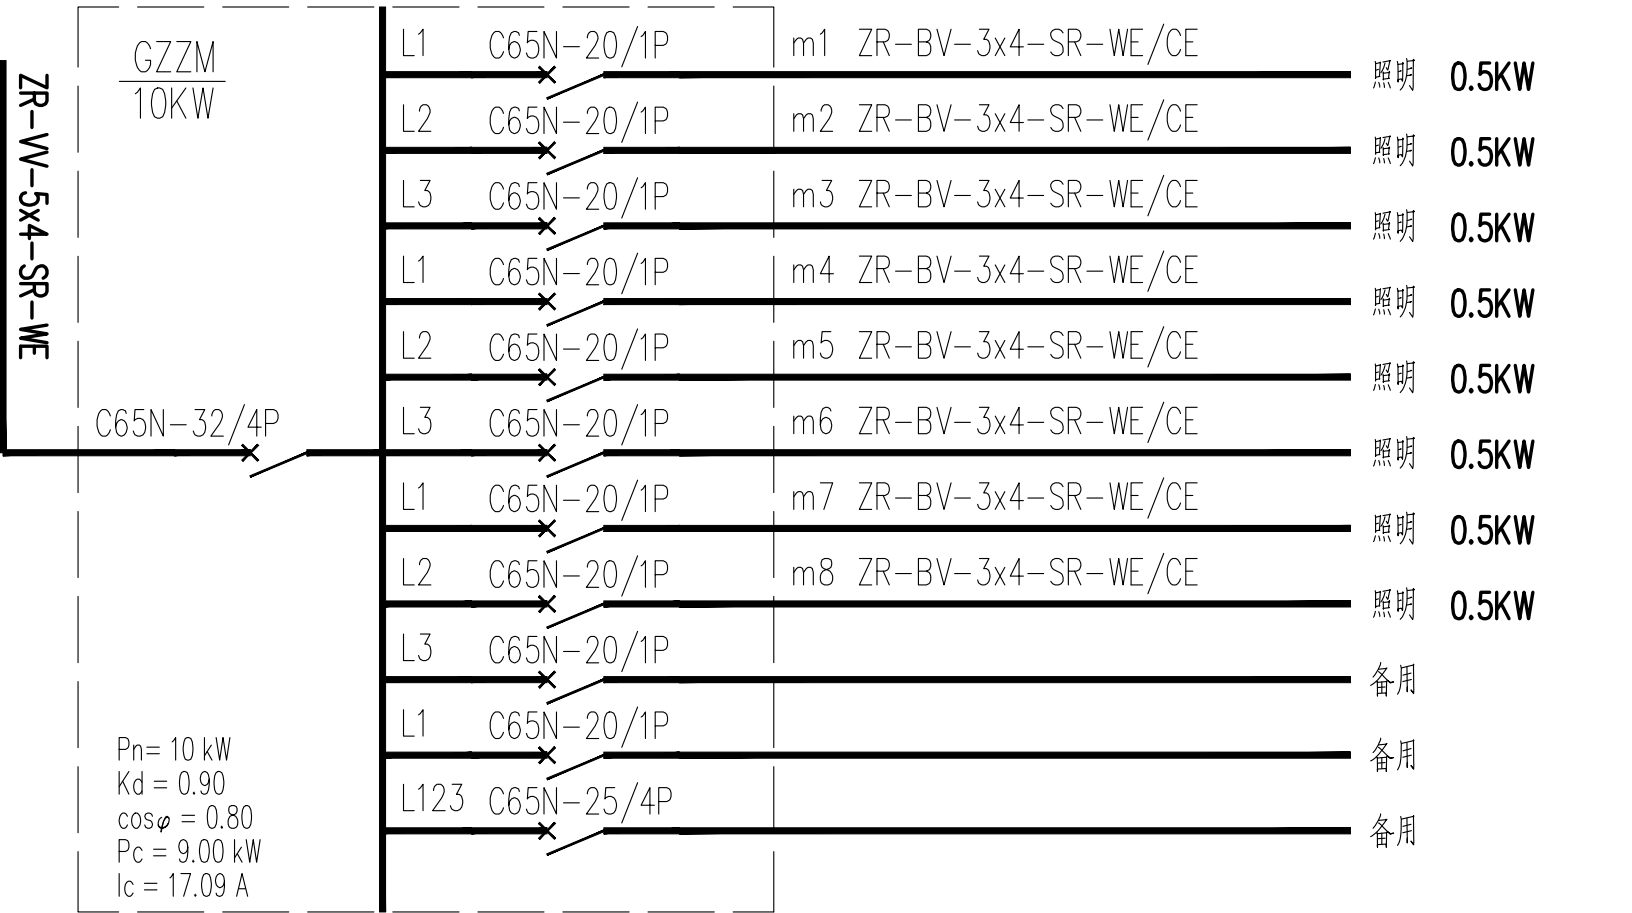

1GZZM工作台照明配电箱系统图

会 签 Joint Check up

总图		暖通	
规划		电气	
建筑		园林	
结构		种植	
给排水			

备 注 Notes

- 1、本图纸的版权,属国昇设计有限责任公司所有,如未经本公司书面通知不能使用,严禁用于本工程以外范围;
- 2、所有图纸上的比例应根据图纸所表示的比例而定,如有不符应与本公司查询;
- 3、承建商施工前应先到工地核对,如有任何问题请在开工前直接联络本公司,否则如有任何问题将由承建商承担。

平面示意 Plane Diagram

单位出图章 Company Seal

国昇设计有限责任公司
Guosheng Design Co., Ltd.

建筑行业（建筑工程）	甲级	A161013216
市政行业（道路工程）	甲级	A161013216
风景园林工程	甲级	A161013216
环境工程（水污染防治工程）	甲级	A161013216
风景园林设计专项	甲级	A161013216
电力行业（送电、变电、风力发电、新能源发电）	乙级	A261129659
市政行业（给水工程、排水工程、桥梁工程、城镇燃气工程）	乙级	A261129659
热力工程、环境卫生工程	乙级	A261129659
公路行业（公路）	乙级	A161013216
水利行业	乙级	A161013216(临)
建筑行业人防工程、冶金行业冶金矿山工程	乙级	A261129659
机械行业机械加工、轻纺纺织工程	乙级	A261129659
建筑基础工程、机电工程设计	乙级	A261129659
城乡规划	甲级	自资规划甲字23610797
工程勘察	乙级	B261110145
工程造价	乙级	Z212061010386
工程咨询	乙级	Z323024010117
工程监理	乙级	E261012501
工程施工	乙级	D261122700

签 署

项目负责人 Item.Prin	左 伟	左伟
专业负责人 Chief	杨家龙	杨家龙
审 定 Approved	朴 敏	朴敏
审核 Examined	杨家龙	杨家龙
校对 Checked	邹欣一	邹欣一
设计 Designed	赵春伟	赵春伟

建设单位

广东省广裕集团韶关北江实业有限责任公司

工程名称

广裕北江公司3、4号厂房劳动现场改造工程

子项名称

4号厂房


图纸名称

首层（十监区一分监区）配电系统图

工程号 Pjt. No.	GS-FGS-SG-2026-016	图 号 Dwg. No.	DS-2. 00-3
专 业 Dept.	电气	阶 段 Stage	施工图
比 例 Scale	-	日 期 Date	2026. 06
版 次 Ver.	第一版	备 注 Remark	



工作台示意

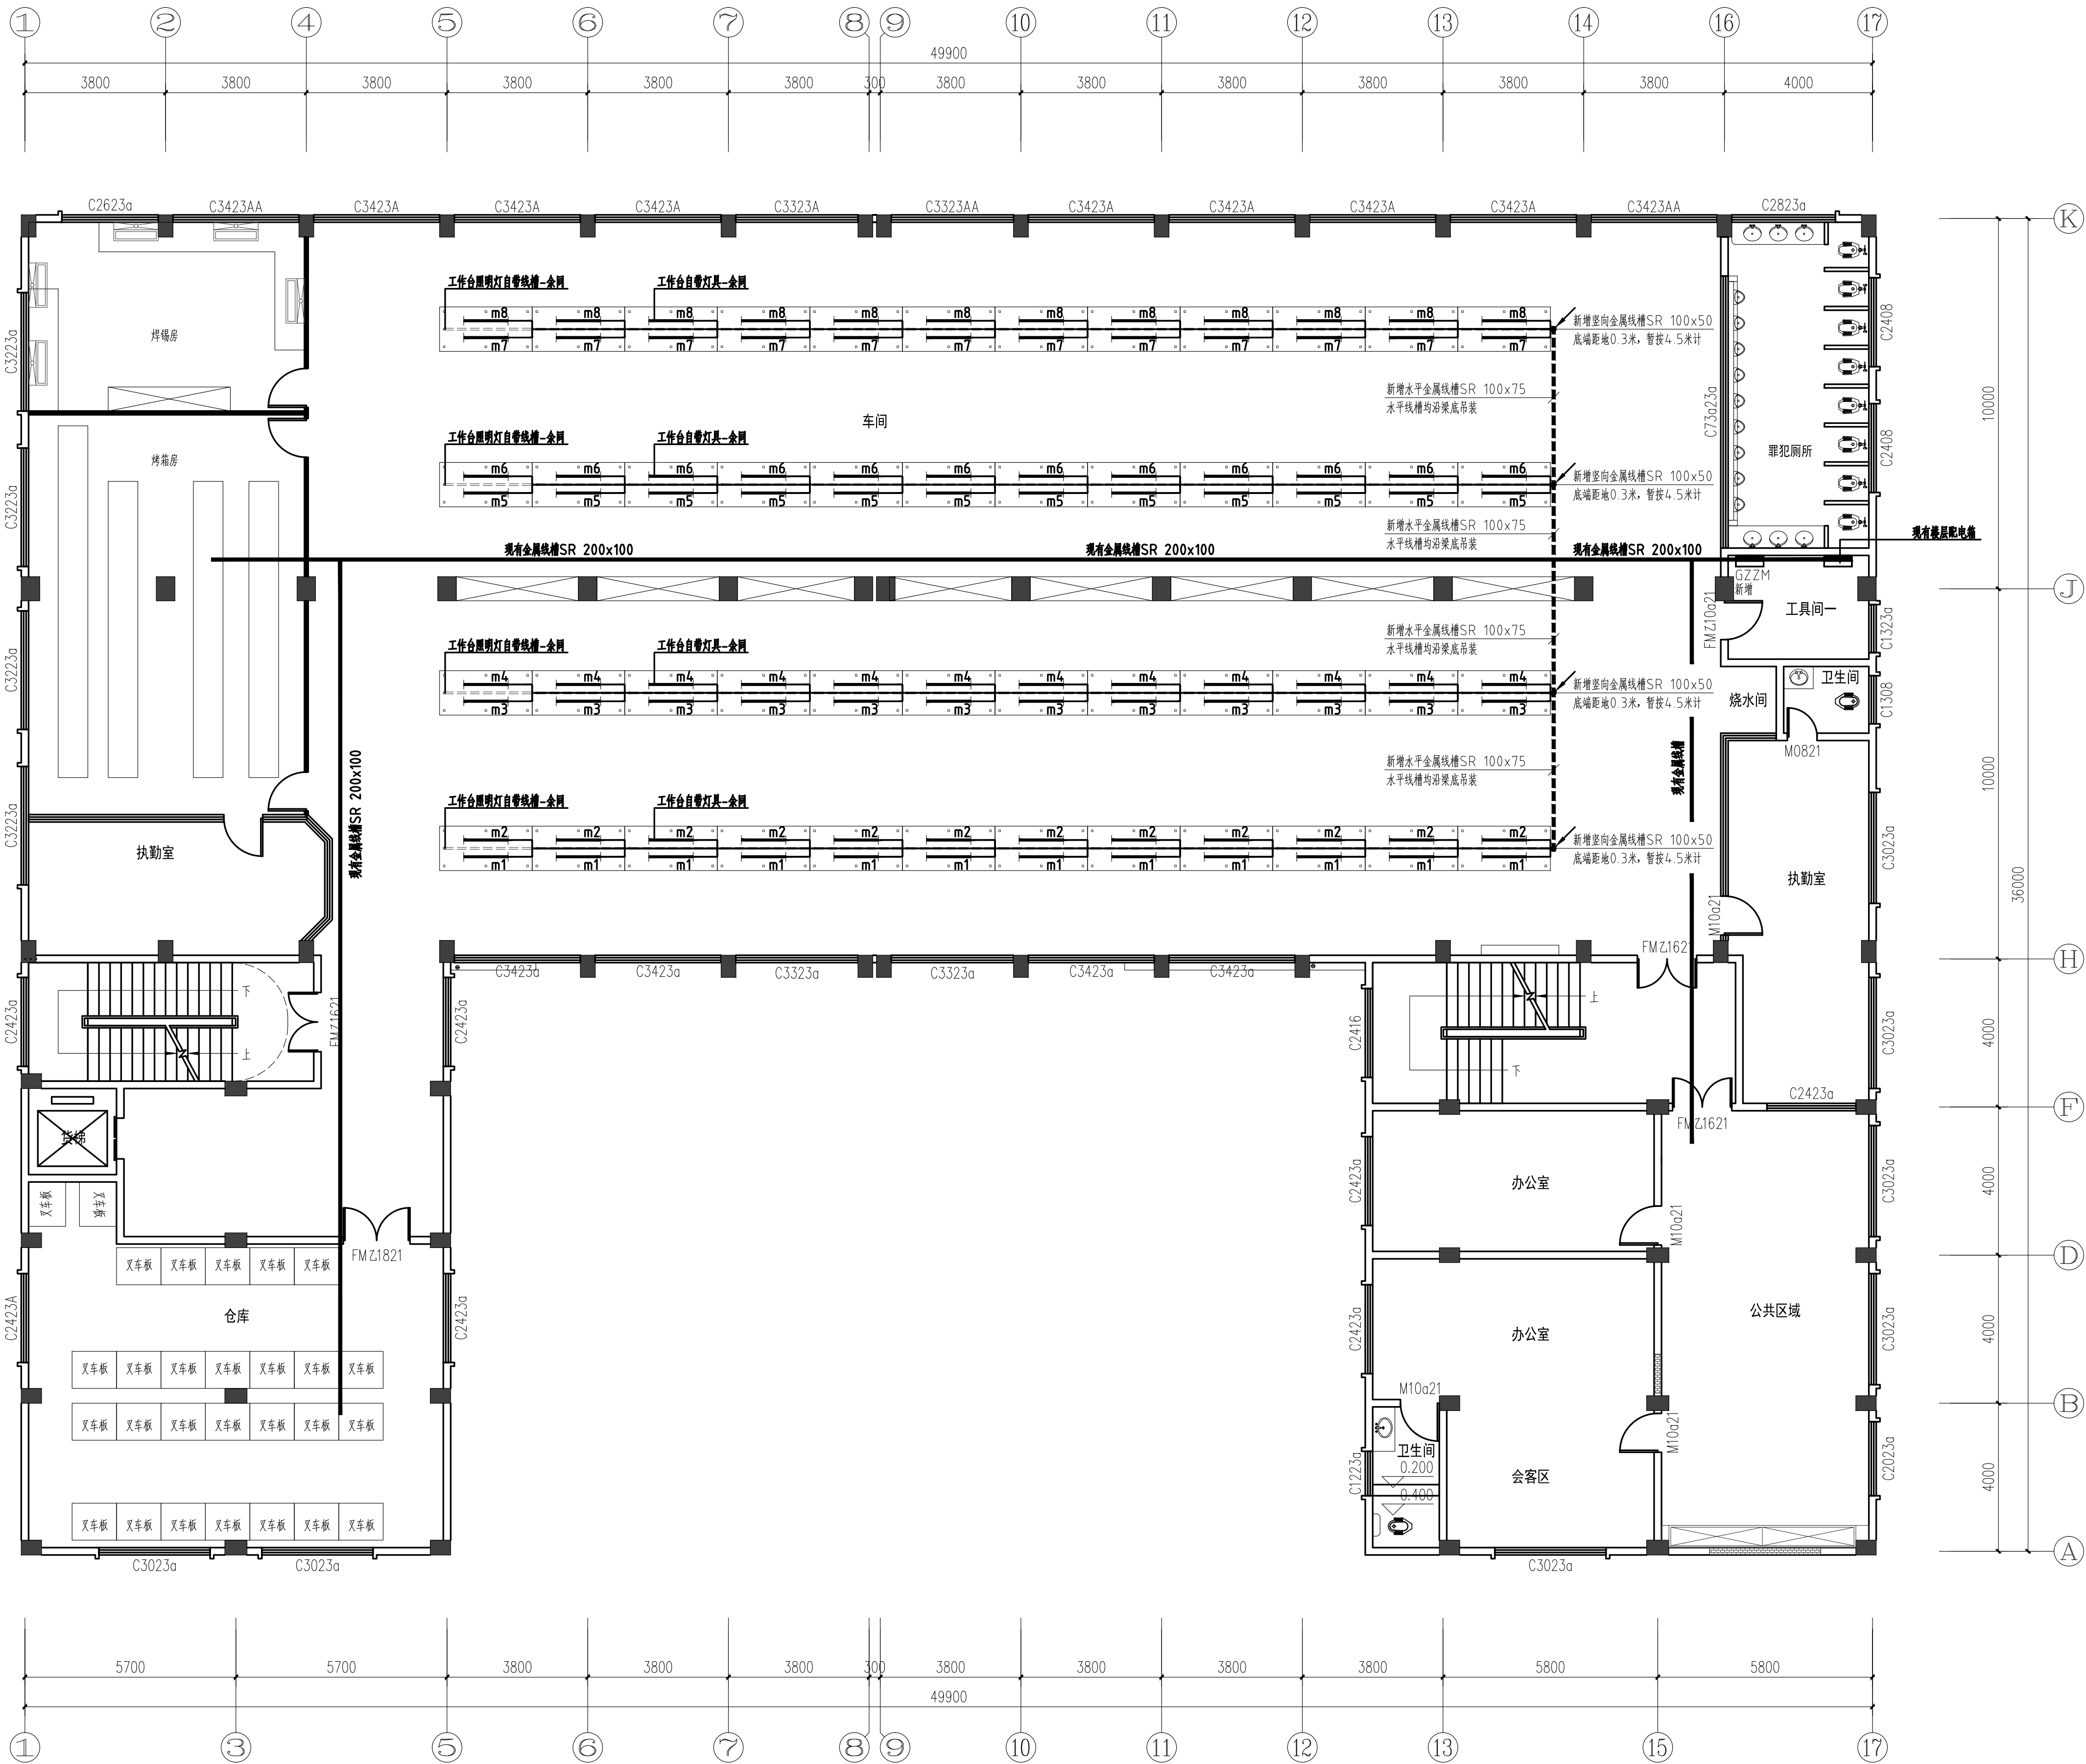

二层（八监区一分监区）照明配电平面图 1:100

注：三、四、五层照明参同二层。

■ 会签 Joint Check up

总图		暖通	
规划		电气	
建筑		园林	
结构		种植	
给排水			

■ 备注 Notes

1、本图纸的版权、属国设计有限责任公司所有,如未经本公司书面通知不得使用,严禁用于本工程以外范围;
2、所有图上的比例应根据图框内所表示的比例而定,如有不符应与本公司查核;
3、承建商施工前应先期到工地核对,如有任何问题请在开工前直接联系本公司,否则如有任何问题将由承建商承担。

■ 平面示意 Plate Diagram

■ 单位出图章 Company Seal

SS

国界设计有限责任公司

Guobie Design Co., Ltd.

建筑设计 (建筑工程)

装饰设计 (室内设计)

环境艺术设计

景观设计 (室外工程)

电气设计 (强电、弱电、防雷、接地)

给排水设计 (给水、排水、采暖、通风、空调)

暖通设计 (采暖、通风、空调)

消防设计 (消防、排烟、防火)

人防设计 (人防、防护、密闭)

其他专业设计

甲级

乙级

丙级

丁级

戊级

己级

庚级

辛级

壬级

癸级

项目负责人

专业负责人

审定

审核

校对

设计

左伟

杨金龙

朴敏

杨金龙

邹欣一

赵春伟

张中

杨金龙

杨金龙

杨金龙

杨金龙

杨金龙

■ 签署

项目负责人	左伟	张中
专业负责人	杨金龙	杨金龙
审定	朴敏	朴敏
审核	杨金龙	杨金龙
校对	邹欣一	邹欣一
设计	赵春伟	赵春伟

■ 建设单位

广东省广裕集团韶关北江实业有限责任公司

■ 工程名称

广裕北江公司3、4号厂房劳动现场改造工程

■ 子项名称

4号厂房

■ 图纸名称


二层（八监区一分监区）照明配电平面图

工程号	GS-FGS-SG-2026-016	图号	DS-2.01
Pjt. No.		Eng. No.	
专业	电气	阶段	施工图
Dept.		Stage	
比例	1:100	日期	2026.06
Scale		Date	
版次	第一版	备注	
Ver.		Remark	

受入	受入	受入	受入	受入
出金	出金	出金	出金	出金
入金	入金	入金	入金	入金
出金	出金	出金	出金	出金



 
工作台示意



注：楼层标高说明。

楼层编号	楼层标高
1F	0.00
2F	4.20
3F	8.40
4F	12.60
5F	16.80
WM	21.00

序号	数量	机器设备名称	单台功率-W	合计功率-KW
1	1	机包胶	10	0.01
2	25	圆盘胶布机	10	0.25
3	43	绞线机	300	12.9
4	19	小胶布机	10	0.19
5	16	耐压机	150	2.4
6	1	点胶机	10	0.01
7	15	电测机	100	1.5
8	5	手压包机		
9	4	压屏机	10	0.04
10	6	切屏机	10	0.06
11	1	热成型机	700	0.7
12	2	剥皮机	500	1
13	3	抱风枪	1800	5.4
14	4	隧道炉	32000	128
15	11	大锡炉	2000	22
16	1	小锡炉	1000	1
总功率				175.46

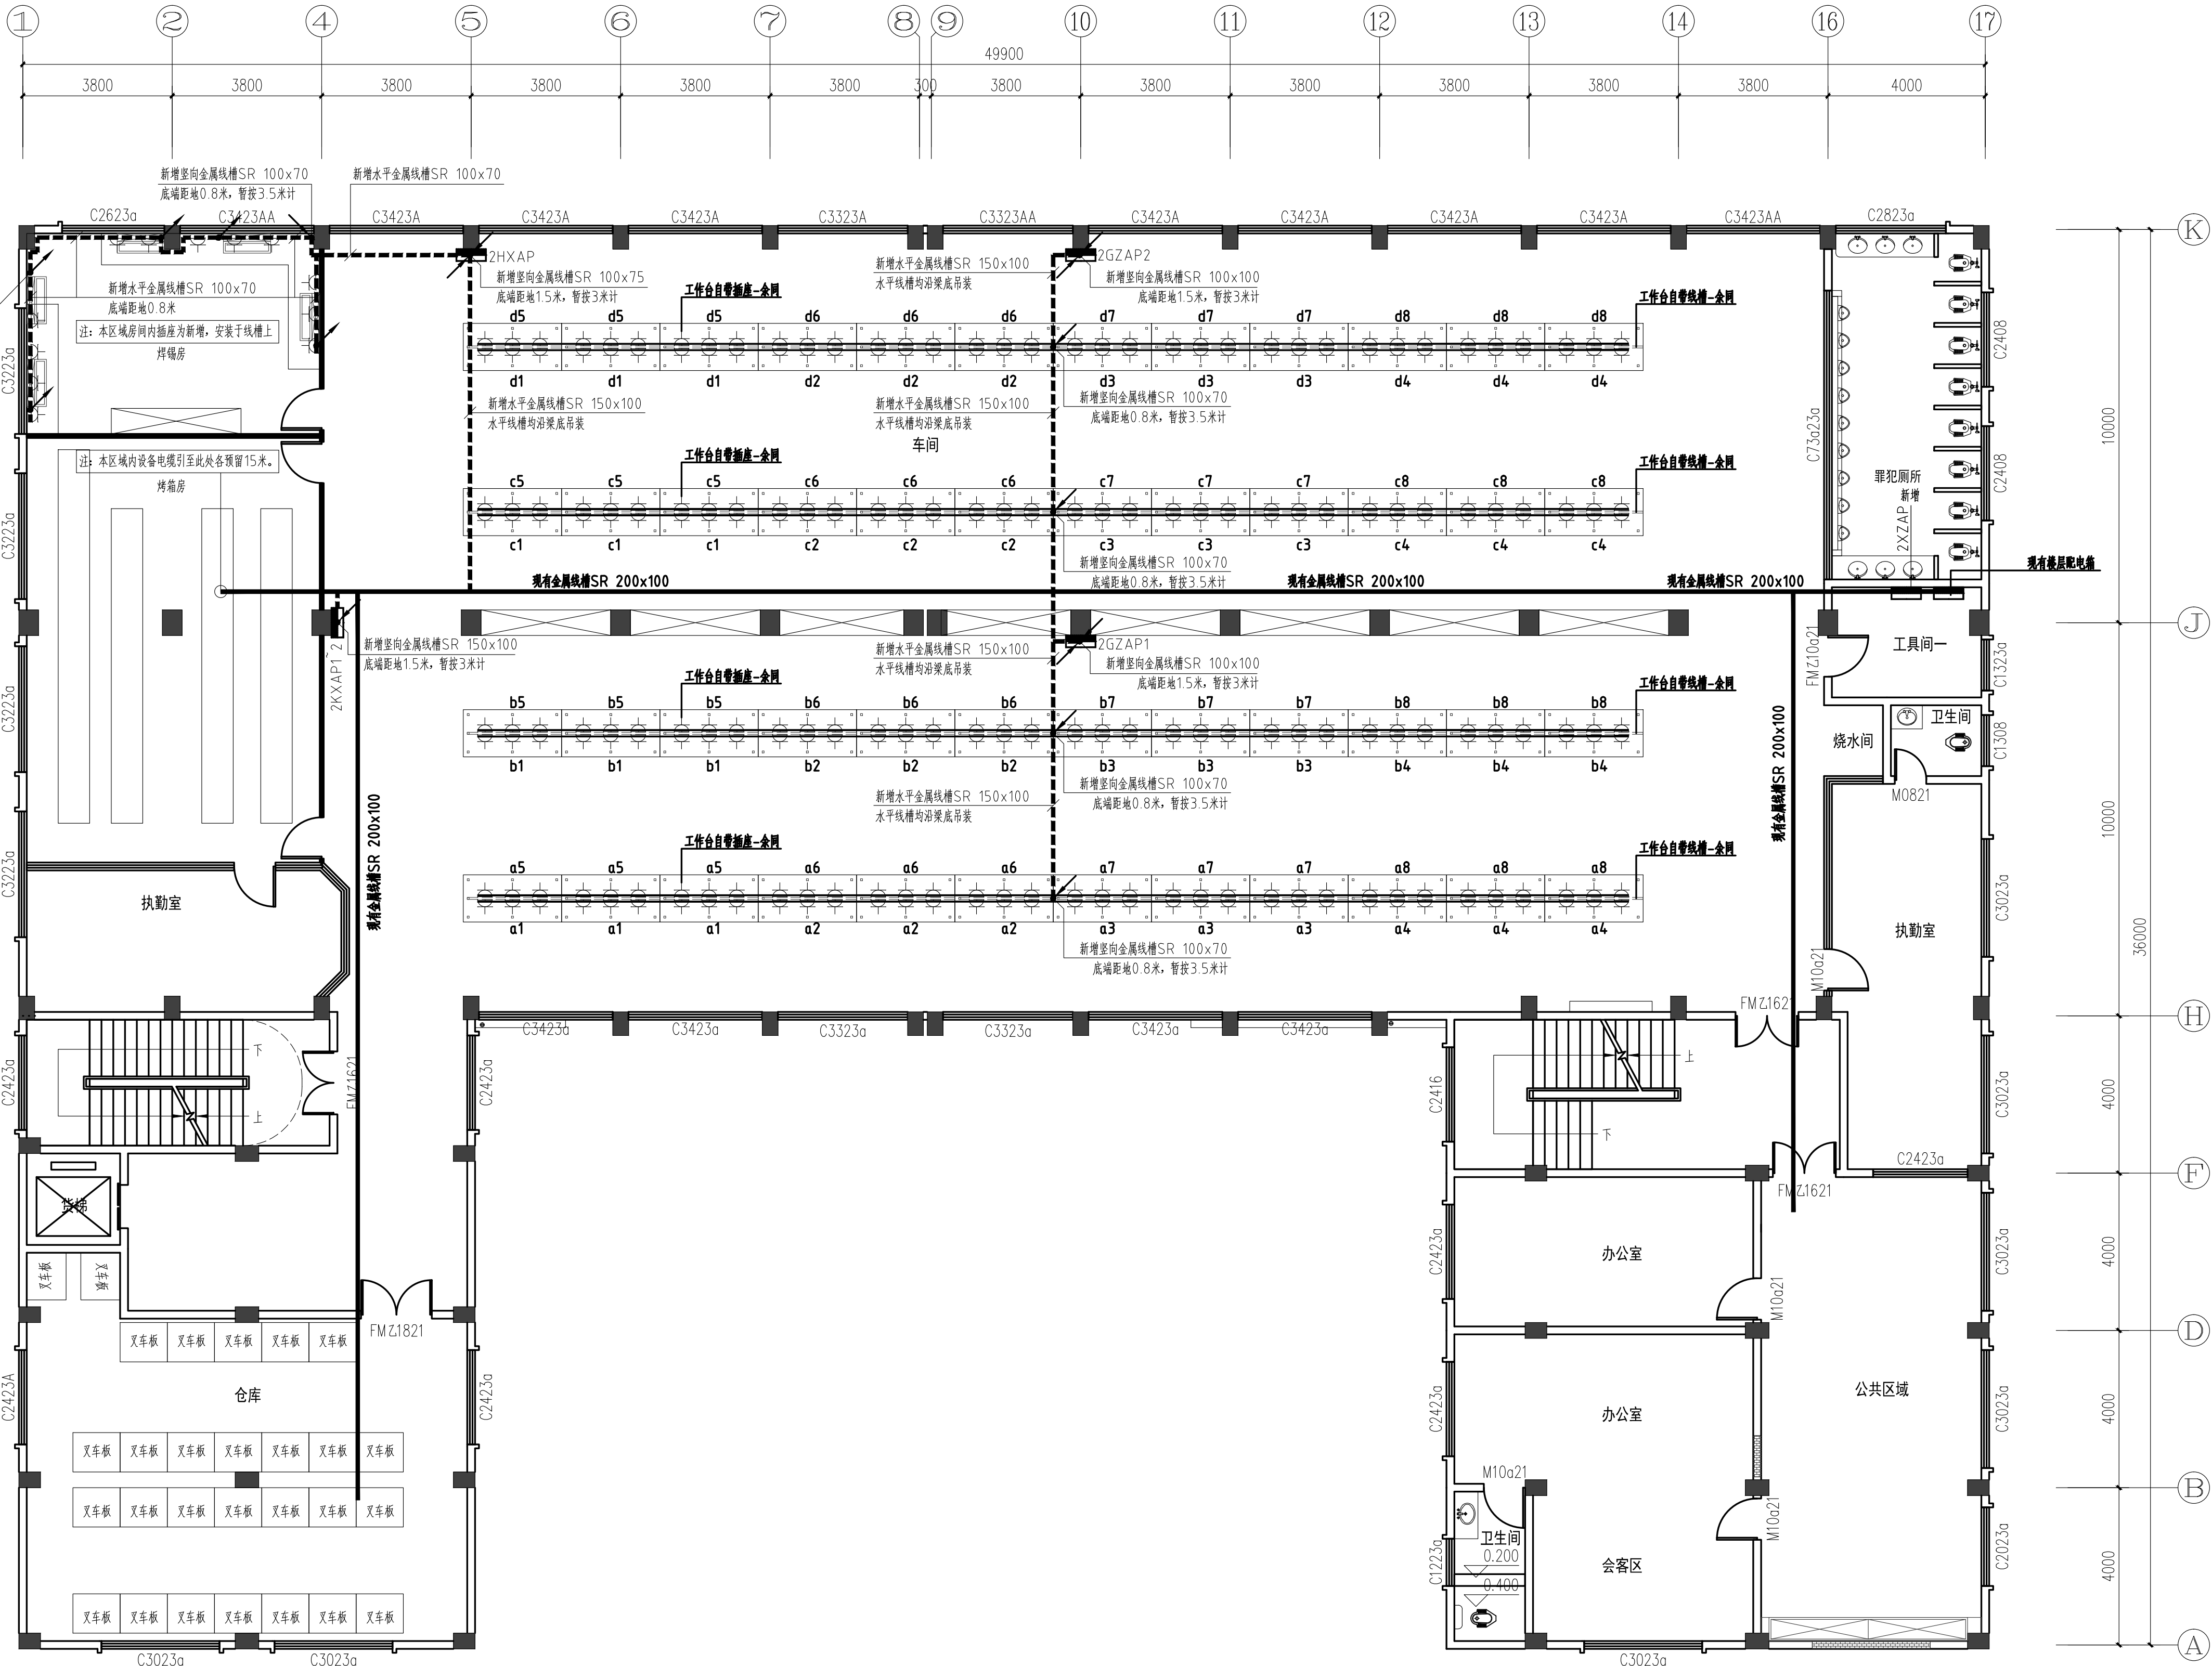

二层（八监区一分监区）工作台动力配电平面图 1:100

[illegible]




图例	比例	备注
1:1	1:1	1:1
2:1	2:1	2:1
3:1	3:1	3:1
4:1	4:1	4:1
5:1	5:1	5:1
6:1	6:1	6:1
7:1	7:1	7:1
8:1	8:1	8:1
9:1	9:1	9:1
10:1	10:1	10:1
11:1	11:1	11:1
12:1	12:1	12:1
13:1	13:1	13:1
14:1	14:1	14:1
15:1	15:1	15:1
16:1	16:1	16:1
17:1	17:1	17:1



工作台示意

工作台插座自带线槽

工作台照明灯自带线槽

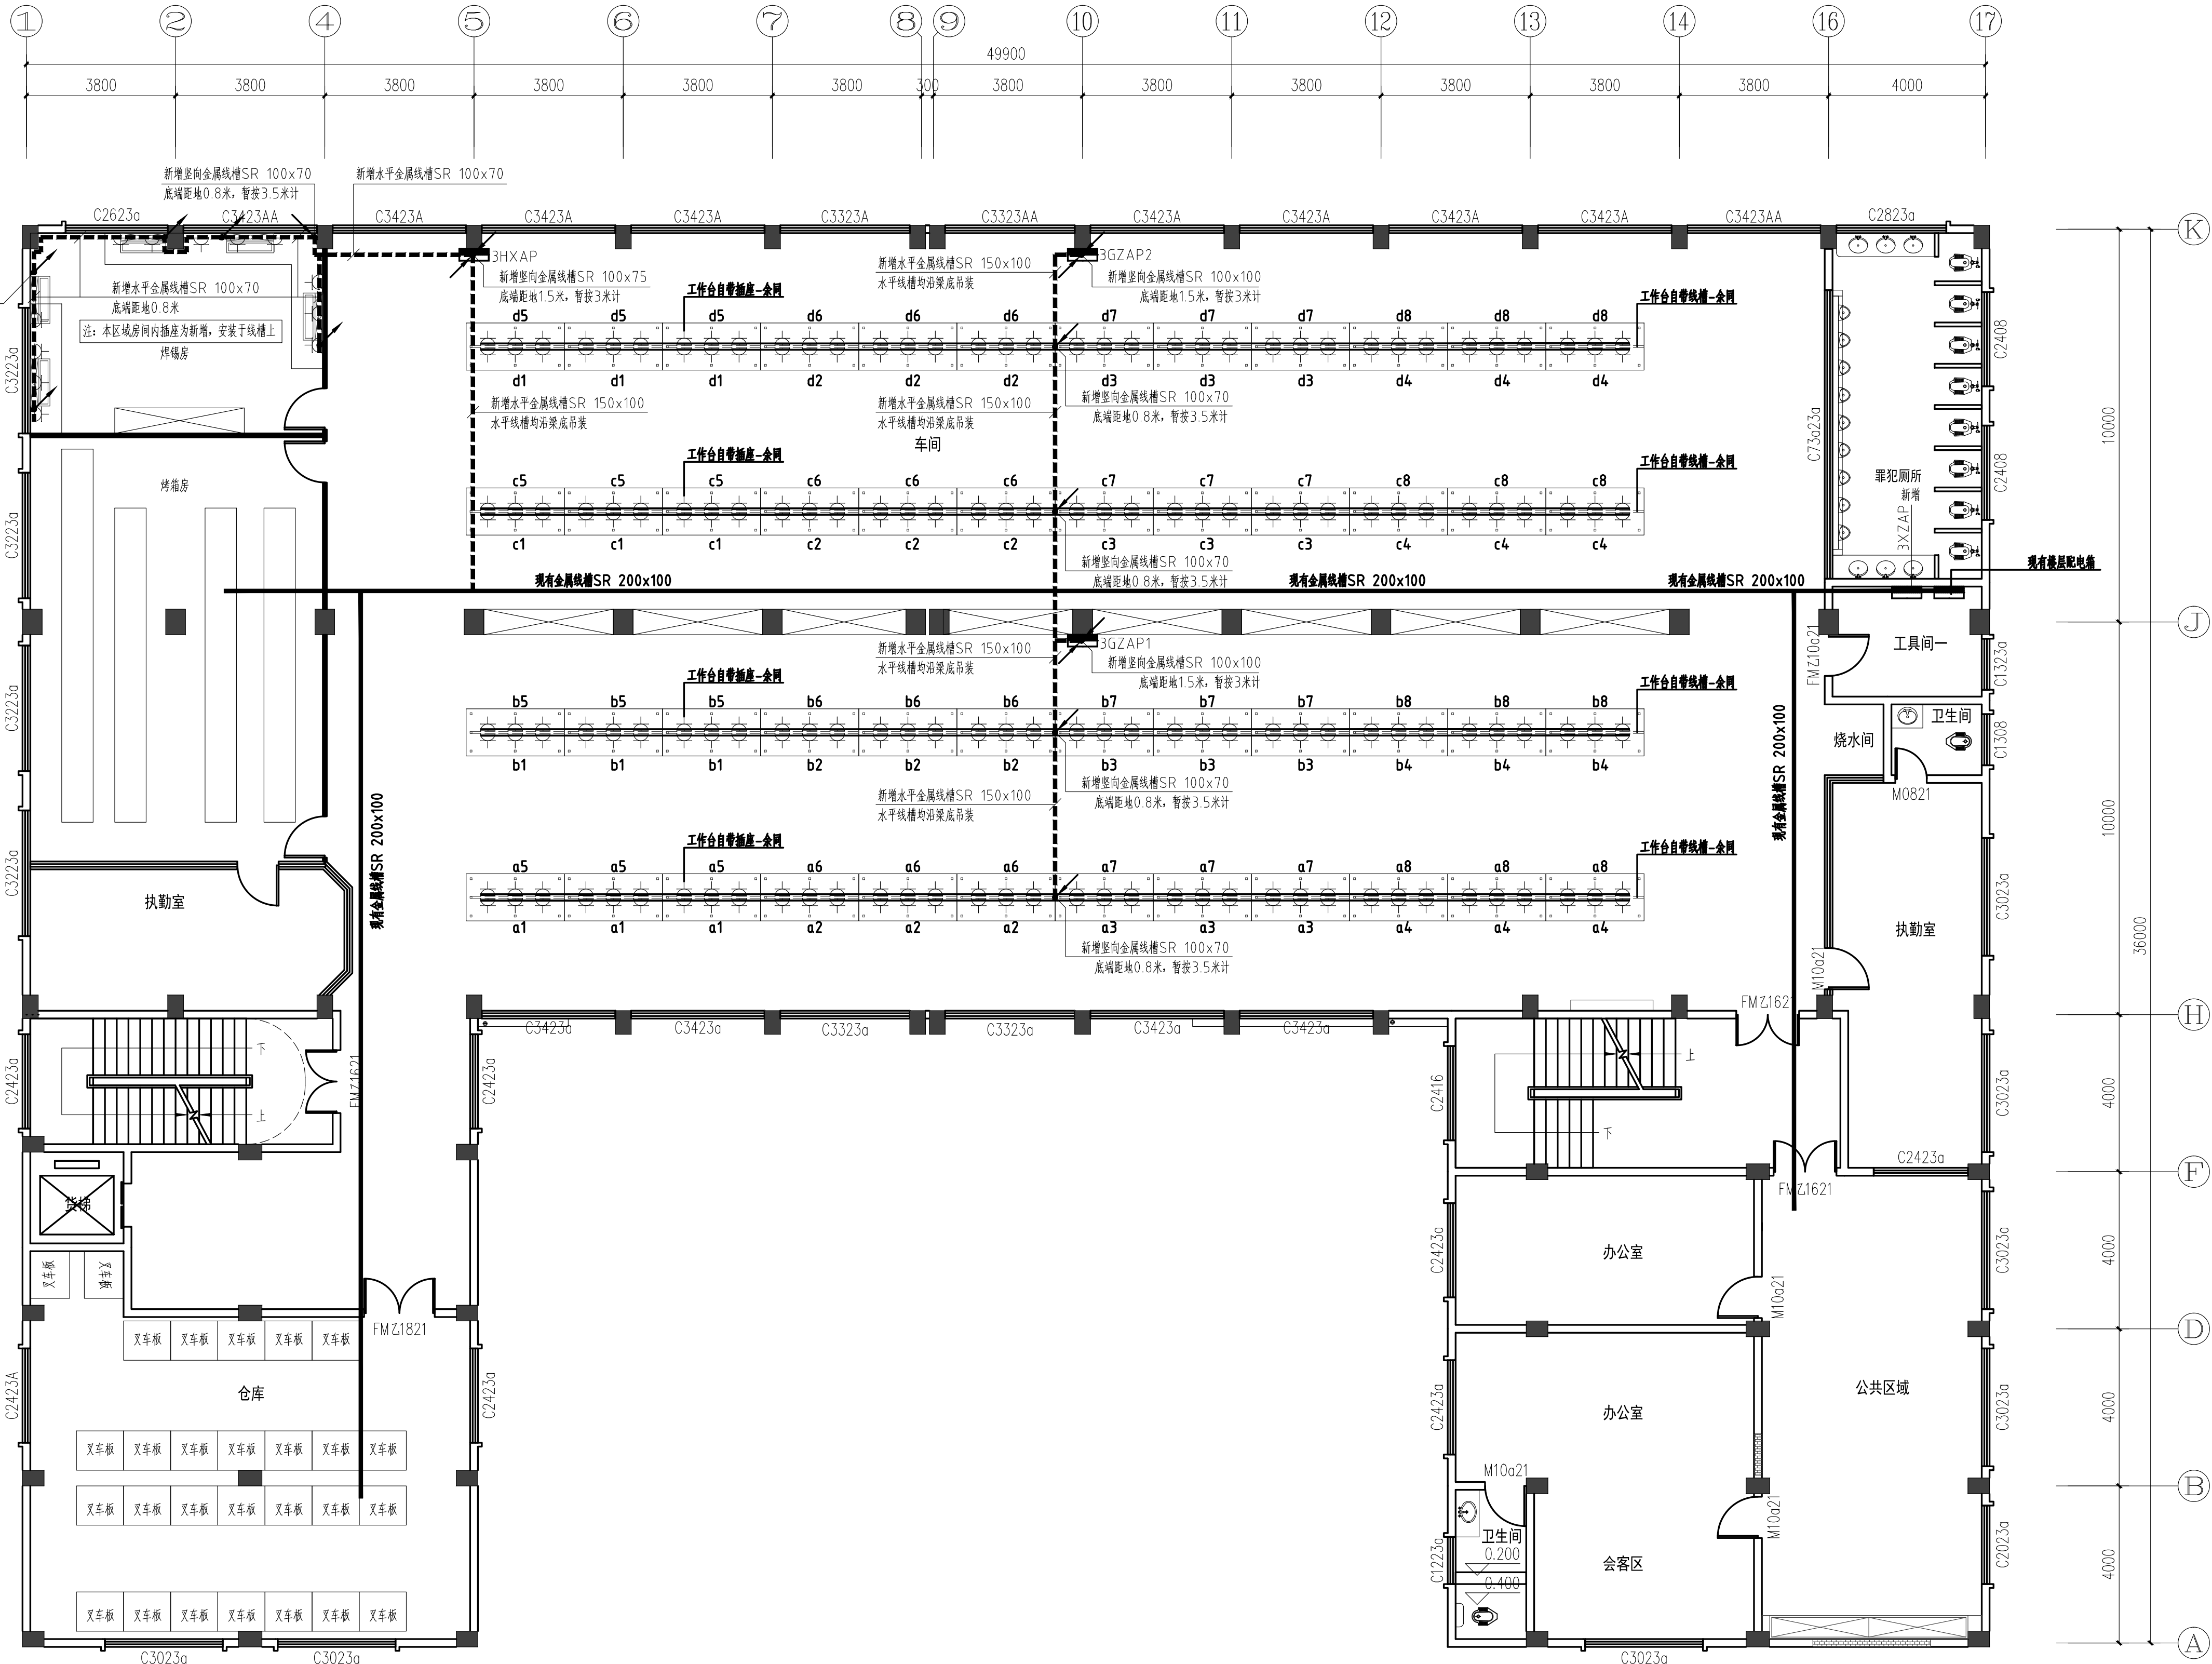

三层（八监区二分监区）工作台动力配电平面图 1:100

注：楼层标高说明。

楼层编号	楼层标高
1F	0.00
2F	4.20
3F	8.40
4F	12.60
5F	16.80
WM	21.00

序号	数量	机器设备名称	单台功率-W	合计功率-KW
1	20	焊机	60	1.2
2	2	测试机	20	0.04
3	5	充电桩	300	1.5
4				
5				
6				
7				
8				
9				
10				
11				
12				
13				
14				
15				
总功率				2.74

■ 会签 Joint Check up

总图		暖通	
规划		电气	
建筑		园林	
结构		种植	
给排水			

■ 备注 Notes

1、本图纸的版权、属国设计有限公司所有，如未经本公司书面通知不得使用，严禁用于本工程以外范围；
2、所有图纸上的比例应根据图例所表示的比例而定，如有不符应与本公司查核；
3、承建商施工前应先到工地核对，如有任何问题请在开工前直接联系本公司，否则如有任何问题将由承建商承担。

■ 平面示意 Plate Diagram

■ 单位出图章 Company Seal

■ 签署

项目负责人 Item Prin	左伟	陈
专业负责人 Chief	杨家龙	杨家龙
审定 Approved	朴敏	朴敏
审核 Examined	杨家龙	杨家龙
校对 Checked	邹欣一	邹欣一
设计 Designed	赵春伟	赵春伟

■ 建设单位

广东省广裕集团韶关江实业有限责任公司

■ 工程名称

广裕北江公司3、4号厂房劳动现场改造工程





■ 子项名称

4号厂房

■ 图纸名称

三层（八监区二分监区）工作台动力配电平面图

工程号 Pjt. No.	GS-FGS-SG-2026-016	图号 Dwg. No.	DS-2.04
专业 Dept.	电气	阶段 Stage	施工图
比例 Scale	1:100	日期 Date	2026.06
版次 Ver.	第一版	备注 Remark	

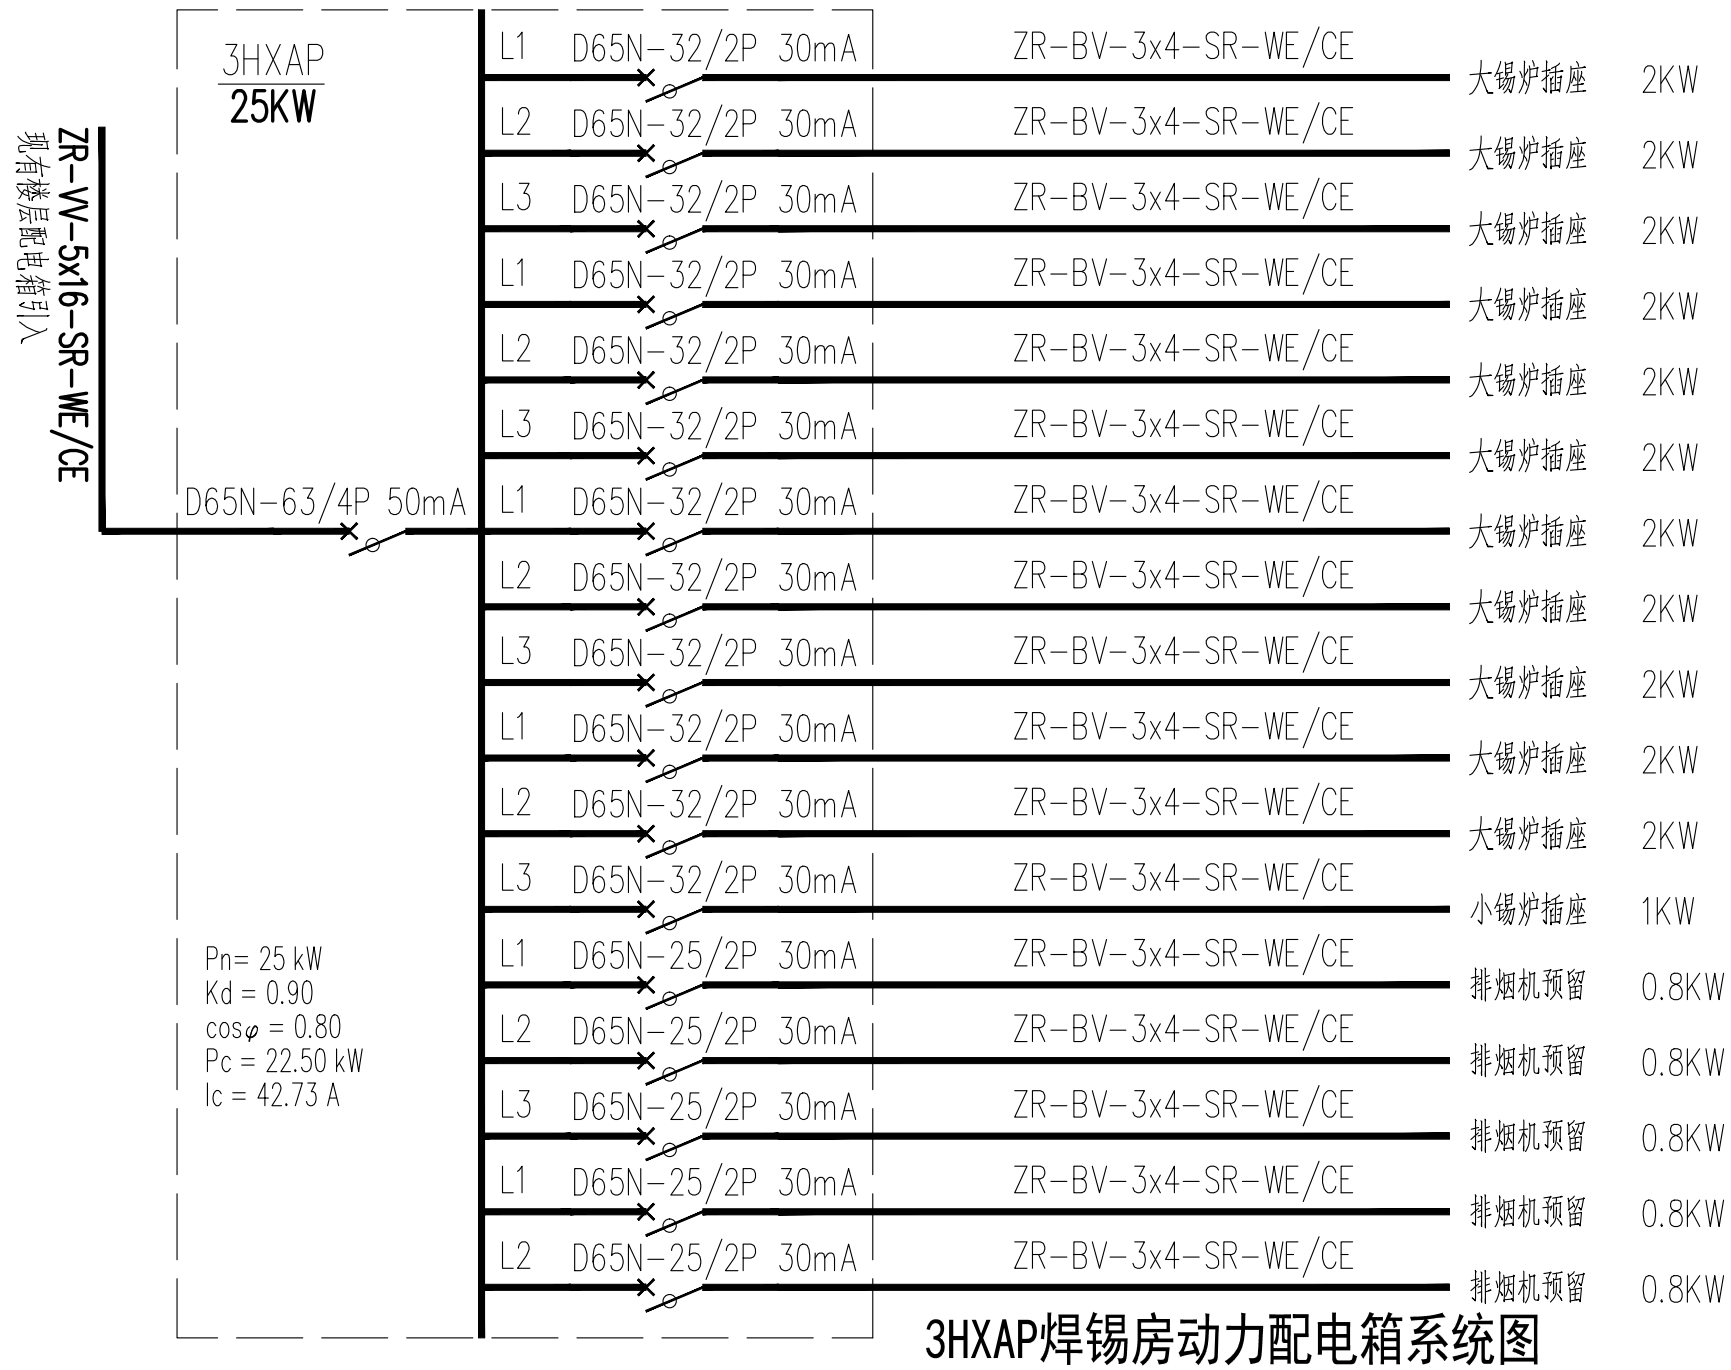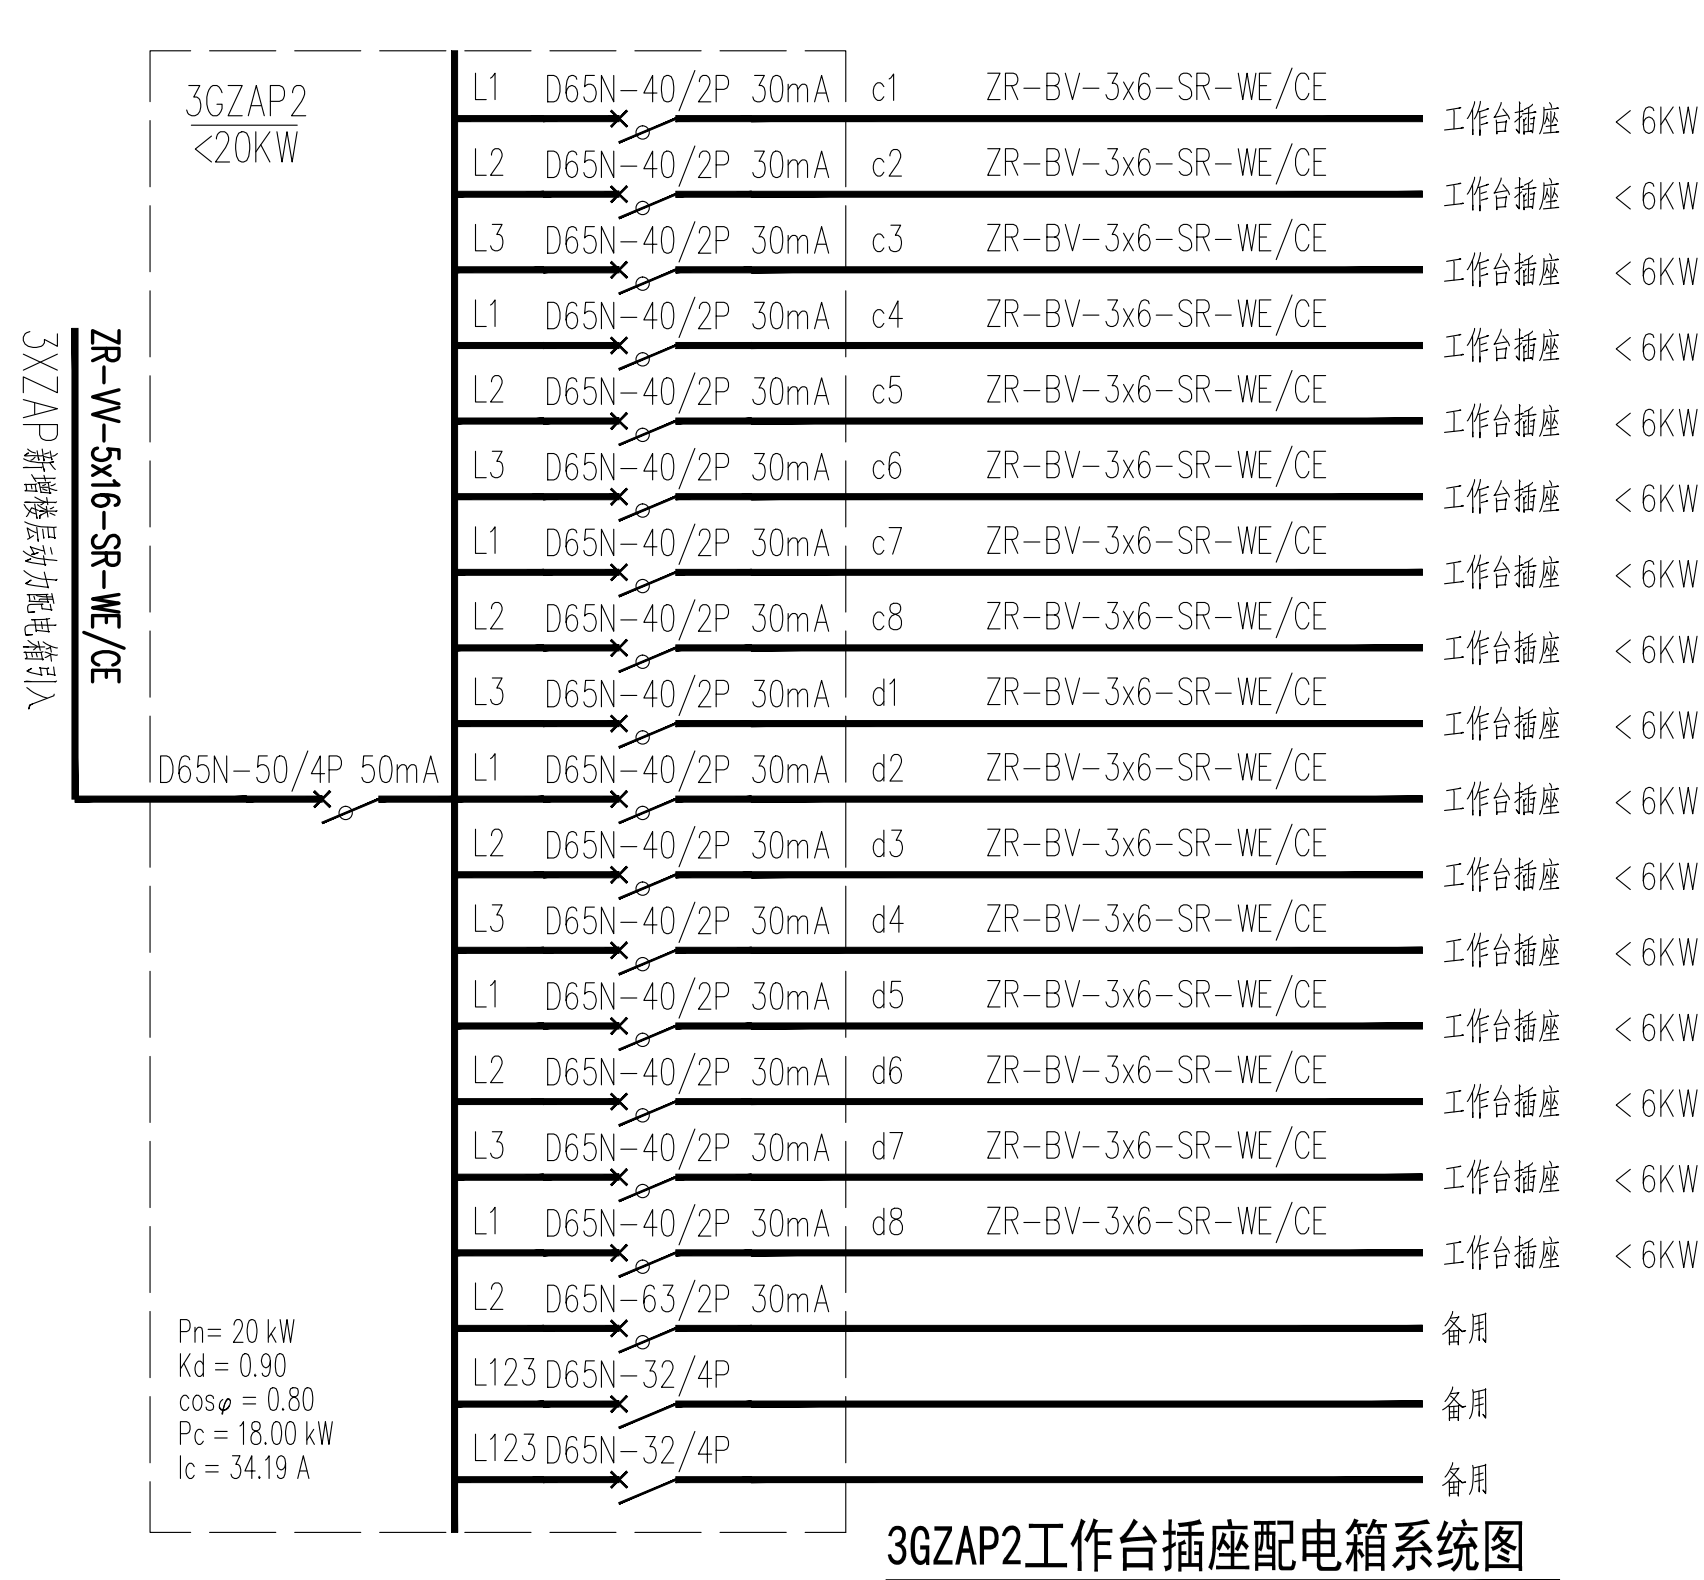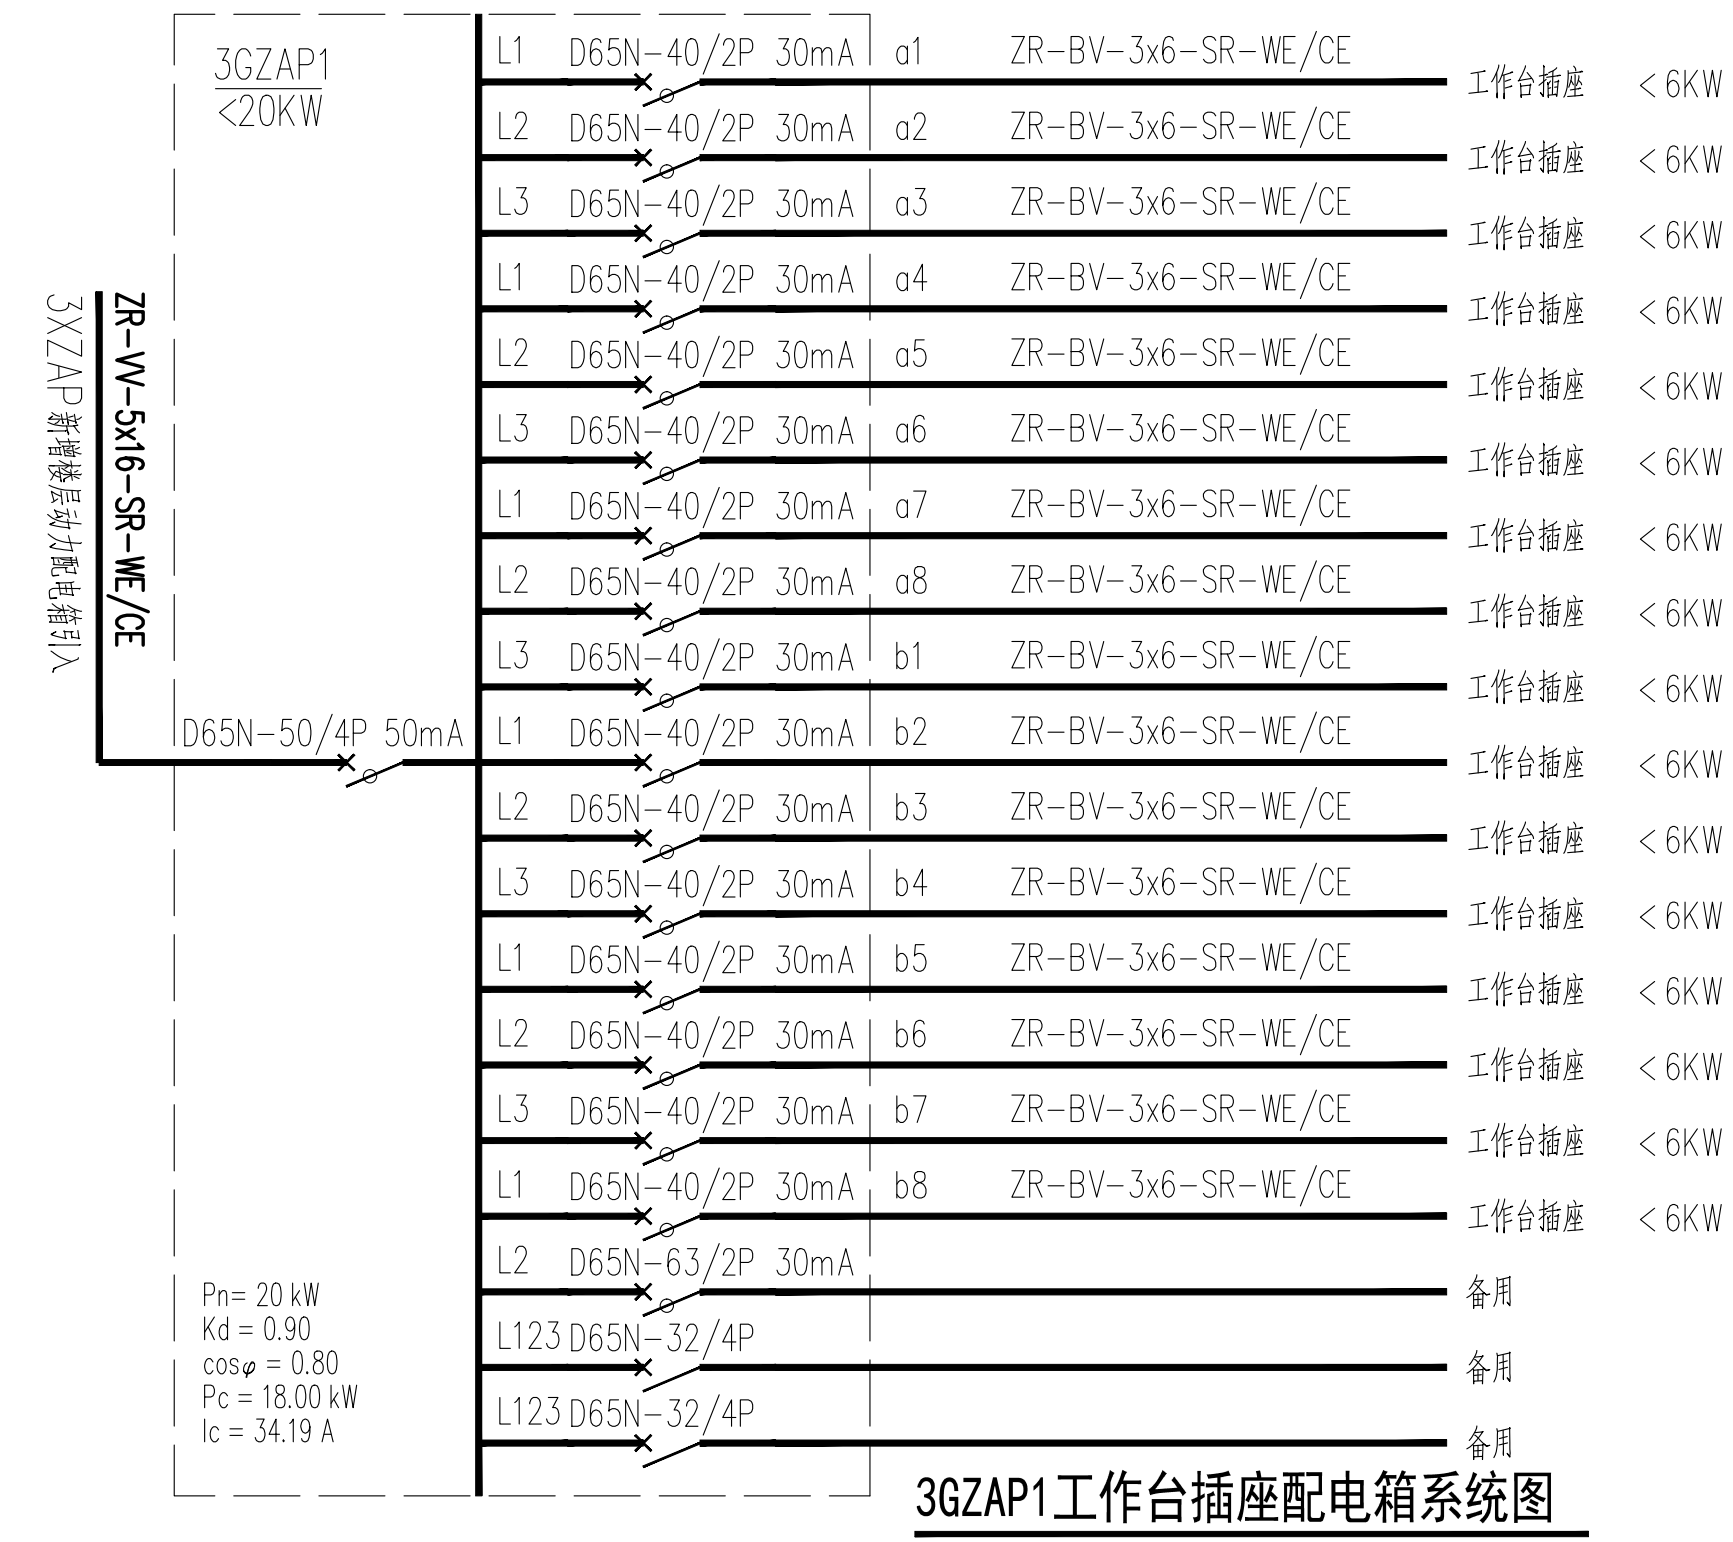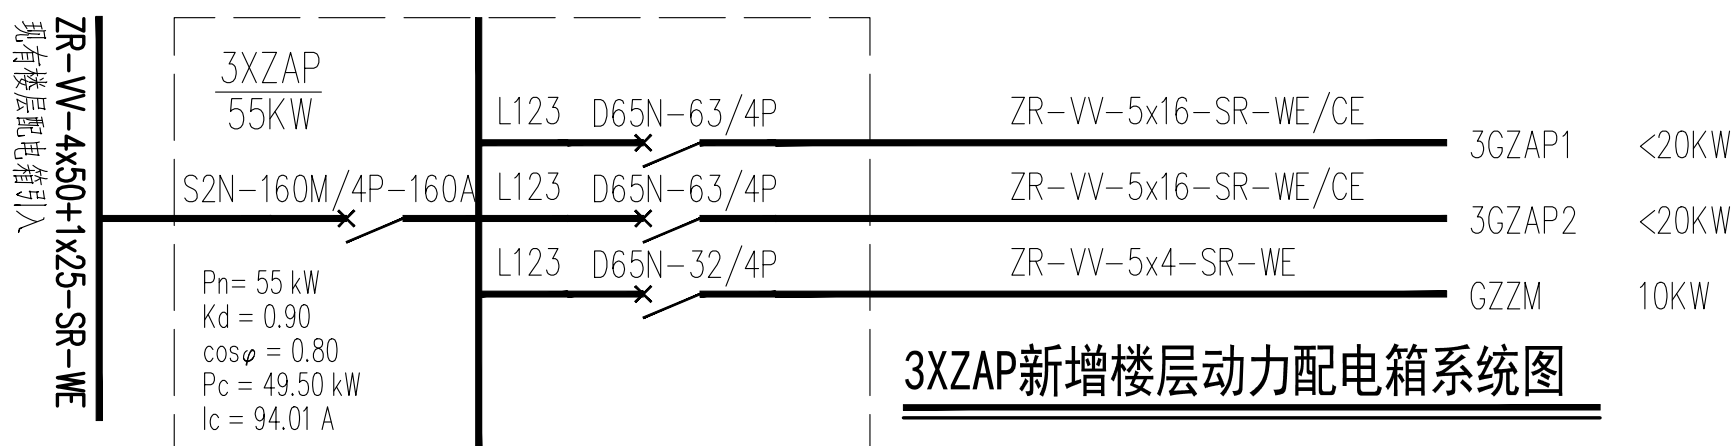

■ 会 签 Joint Check up					
总图				暖通	
规划				电气	
建筑				园林	
结构				种植	
给排水					
■ 备 注 Notes					
1、本图纸的版权,属国昇设计有限责任公司所有。如未经本公司书面通知不能使用,严禁用于本工程以外范围; 2、所有图纸上的比例应根据图纸所表示的比例而定,如有不符合应与本公司查询; 3、承建商施工前应先对工地核对,如有任何问题请在开工前直接联络本公司,否则若有任何问题将由承建商承担。					
■ 平面示意 Plane Diagram					
■ 单位出图章 Company Seal					
  国昇设计有限责任公司 Guosheng Design Co., Ltd. 建筑行业（建筑工程）甲级 A161013216 市政公用工程（道路工程）甲级 A161013216 风景园林工程甲级 A161013216 环境工程（水污染防治工程）甲级 A161013216 风景园林设计专项甲级 A161013216 电力行业（送电、变电、风力发电、新能源发电）乙级 A261129659 市政行业（给水工程、排水工程、桥梁工程、城镇燃气工程）乙级 A261129659 乙级 A261129659 公用事业（公路）、热力工程、环境卫生工程乙级 A161013216 水利行业乙级 A261129659 建筑行业人防工程、冶金行业的金属矿山工程乙级 A261129659 机械工业机械加工、轻纺纺织工程乙级 A261129659 城乡规划甲级 自资建规甲字(2)616797工程勘察乙级 A2320910117 工程造价乙级 E211061010386工程咨询乙级 E2320910117 工程监理乙级 E261012201工程竣工二测 A261012200					
■ 签 署					
项目负责人 Item.Prin		左 伟			
专业负责人 Chief		杨家龙			
审定 Approved		朴 敏			
审核 Examined		杨家龙			
校对 Checked		邹欣一			
设计 Designed		赵春伟			
■ 建设单位					
广东省广裕集团韶关北江实业有限责任公司					
■ 工程名称					
广裕北江公司3、4号厂房劳动现场改造工程					
■ 子项名称					
4号厂房					
■ 图纸名称					
三层（八监区二分监区）配电系统图					
工程号 Pjt. No.		GS-FGS-SG- ~2026-016		图 号 Dwg. No.	
专 业 Dept.		电 气		阶 段 Stage	
比 例 Scale		-		日 期 Date	
版 次 Ver.		第一版		备 注 Remark	
				DS-2.05	
				施工图	
				2026.06	

现有楼层配电箱引入

ZR-W-4x50+1x25-SR-WE

4XZAP 55KW
S2N-160M/4P-160A
Pn= 55 kW Kd = 0.90 cosφ = 0.80 Pc = 49.50 kW Ic = 94.01 A

L123	D65N-63/4P	ZR-VV-5x16-SR-WE/CE	4GZAP1	<20KW
L123	D65N-63/4P	ZR-VV-5x16-SR-WE/CE	4GZAP2	<20KW
L123	D65N-32/4P	ZR-VV-5x4-SR-WE	GZZM	10KW

4XZAP新增楼层动力配电箱系统图

4XZAP新增楼层动力配电箱引入

ZR-W-5x16-SR-WE/CE

4GZAP1 <20KW
D65N-50/4P 50mA

L1	D65N-40/2P 30mA	a1	ZR-BV-3x6-SR-WE/CE	工作台插座	<6KW
L2	D65N-40/2P 30mA	a2	ZR-BV-3x6-SR-WE/CE	工作台插座	<6KW
L3	D65N-40/2P 30mA	a3	ZR-BV-3x6-SR-WE/CE	工作台插座	<6KW
L1	D65N-40/2P 30mA	a4	ZR-BV-3x6-SR-WE/CE	工作台插座	<6KW
L2	D65N-40/2P 30mA	a5	ZR-BV-3x6-SR-WE/CE	工作台插座	<6KW
L3	D65N-40/2P 30mA	a6	ZR-BV-3x6-SR-WE/CE	工作台插座	<6KW
L1	D65N-40/2P 30mA	a7	ZR-BV-3x6-SR-WE/CE	工作台插座	<6KW
L2	D65N-40/2P 30mA	a8	ZR-BV-3x6-SR-WE/CE	工作台插座	<6KW
L3	D65N-40/2P 30mA	b1	ZR-BV-3x6-SR-WE/CE	工作台插座	<6KW
L1	D65N-40/2P 30mA	b2	ZR-BV-3x6-SR-WE/CE	工作台插座	<6KW
L2	D65N-40/2P 30mA	b3	ZR-BV-3x6-SR-WE/CE	工作台插座	<6KW
L3	D65N-40/2P 30mA	b4	ZR-BV-3x6-SR-WE/CE	工作台插座	<6KW
L1	D65N-40/2P 30mA	b5	ZR-BV-3x6-SR-WE/CE	工作台插座	<6KW
L2	D65N-40/2P 30mA	b6	ZR-BV-3x6-SR-WE/CE	工作台插座	<6KW
L3	D65N-40/2P 30mA	b7	ZR-BV-3x6-SR-WE/CE	工作台插座	<6KW
L1	D65N-40/2P 30mA	b8	ZR-BV-3x6-SR-WE/CE	工作台插座	<6KW
L2	D65N-63/2P 30mA			备用	
L123	D65N-32/4P			备用	
L123	D65N-32/4P			备用	

4GZAP1工作台插座配电箱系统图

4XZAP新增楼层动力配电箱引入

ZR-W-5x4-SR-WE

GZZM 10KW
C65N-32/4P
Pn= 10 kW Kd = 0.90 cosφ = 0.80 Pc = 9.00 kW Ic = 17.09 A

L1	C65N-20/1P	m1	ZR-BV-3x4-SR-WE/CE	照明	0.5KW
L2	C65N-20/1P	m2	ZR-BV-3x4-SR-WE/CE	照明	0.5KW
L3	C65N-20/1P	m3	ZR-BV-3x4-SR-WE/CE	照明	0.5KW
L1	C65N-20/1P	m4	ZR-BV-3x4-SR-WE/CE	照明	0.5KW
L2	C65N-20/1P	m5	ZR-BV-3x4-SR-WE/CE	照明	0.5KW
L3	C65N-20/1P	m6	ZR-BV-3x4-SR-WE/CE	照明	0.5KW
L1	C65N-20/1P	m7	ZR-BV-3x4-SR-WE/CE	照明	0.5KW
L2	C65N-20/1P	m8	ZR-BV-3x4-SR-WE/CE	照明	0.5KW
L3	C65N-20/1P			备用	
L1	C65N-20/1P			备用	
L123	C65N-25/4P			备用	

GZZM工作台照明配电箱系统图

4XZAP新增楼层动力配电箱引入

ZR-W-5x16-SR-WE/CE

4GZAP2 <20KW
D65N-50/4P 50mA

L1	D65N-40/2P 30mA	c1	ZR-BV-3x6-SR-WE/CE	工作台插座	<6KW
L2	D65N-40/2P 30mA	c2	ZR-BV-3x6-SR-WE/CE	工作台插座	<6KW
L3	D65N-40/2P 30mA	c3	ZR-BV-3x6-SR-WE/CE	工作台插座	<6KW
L1	D65N-40/2P 30mA	c4	ZR-BV-3x6-SR-WE/CE	工作台插座	<6KW
L2	D65N-40/2P 30mA	c5	ZR-BV-3x6-SR-WE/CE	工作台插座	<6KW
L3	D65N-40/2P 30mA	c6	ZR-BV-3x6-SR-WE/CE	工作台插座	<6KW
L1	D65N-40/2P 30mA	c7	ZR-BV-3x6-SR-WE/CE	工作台插座	<6KW
L2	D65N-40/2P 30mA	c8	ZR-BV-3x6-SR-WE/CE	工作台插座	<6KW
L3	D65N-40/2P 30mA	d1	ZR-BV-3x6-SR-WE/CE	工作台插座	<6KW
L1	D65N-40/2P 30mA	d2	ZR-BV-3x6-SR-WE/CE	工作台插座	<6KW
L2	D65N-40/2P 30mA	d3	ZR-BV-3x6-SR-WE/CE	工作台插座	<6KW
L3	D65N-40/2P 30mA	d4	ZR-BV-3x6-SR-WE/CE	工作台插座	<6KW
L1	D65N-40/2P 30mA	d5	ZR-BV-3x6-SR-WE/CE	工作台插座	<6KW
L2	D65N-40/2P 30mA	d6	ZR-BV-3x6-SR-WE/CE	工作台插座	<6KW
L3	D65N-40/2P 30mA	d7	ZR-BV-3x6-SR-WE/CE	工作台插座	<6KW
L1	D65N-40/2P 30mA	d8	ZR-BV-3x6-SR-WE/CE	工作台插座	<6KW
L2	D65N-63/2P 30mA			备用	
L123	D65N-32/4P			备用	
L123	D65N-32/4P			备用	

4GZAP2工作台插座配电箱系统图

现有楼层配电箱引入

ZR-W-5x16-SR-WE/CE

4HXAP 25KW
D65N-63/4P 50mA

L1	D65N-32/2P 30mA	ZR-BV-3x4-SR-WE/CE	大锡炉插座	2KW
L2	D65N-32/2P 30mA	ZR-BV-3x4-SR-WE/CE	大锡炉插座	2KW
L3	D65N-32/2P 30mA	ZR-BV-3x4-SR-WE/CE	大锡炉插座	2KW
L1	D65N-32/2P 30mA	ZR-BV-3x4-SR-WE/CE	大锡炉插座	2KW
L2	D65N-32/2P 30mA	ZR-BV-3x4-SR-WE/CE	大锡炉插座	2KW
L3	D65N-32/2P 30mA	ZR-BV-3x4-SR-WE/CE	大锡炉插座	2KW
L1	D65N-32/2P 30mA	ZR-BV-3x4-SR-WE/CE	大锡炉插座	2KW
L2	D65N-32/2P 30mA	ZR-BV-3x4-SR-WE/CE	大锡炉插座	2KW
L3	D65N-32/2P 30mA	ZR-BV-3x4-SR-WE/CE	大锡炉插座	2KW
L1	D65N-32/2P 30mA	ZR-BV-3x4-SR-WE/CE	大锡炉插座	2KW
L2	D65N-32/2P 30mA	ZR-BV-3x4-SR-WE/CE	大锡炉插座	2KW
L3	D65N-32/2P 30mA	ZR-BV-3x4-SR-WE/CE	大锡炉插座	2KW
L1	D65N-25/2P 30mA	ZR-BV-3x4-SR-WE/CE	小锡炉插座	1KW
L2	D65N-25/2P 30mA	ZR-BV-3x4-SR-WE/CE	排烟机预留	0.8KW
L3	D65N-25/2P 30mA	ZR-BV-3x4-SR-WE/CE	排烟机预留	0.8KW
L1	D65N-25/2P 30mA	ZR-BV-3x4-SR-WE/CE	排烟机预留	0.8KW
L2	D65N-25/2P 30mA	ZR-BV-3x4-SR-WE/CE	排烟机预留	0.8KW
L3	D65N-25/2P 30mA	ZR-BV-3x4-SR-WE/CE	排烟机预留	0.8KW
L1	D65N-25/2P 30mA	ZR-BV-3x4-SR-WE/CE	排烟机预留	0.8KW
L2	D65N-25/2P 30mA	ZR-BV-3x4-SR-WE/CE	排烟机预留	0.8KW

4HXAP焊锡房动力配电箱系统图

会 签 Joint Check up


总图		暖通	
规划		电气	
建筑		园林	
结构		种植	
给排水			

备 注 Notes

- 1、本图纸的版权,属国昇设计有限责任公司所有,如未经本公司书面通知不能使用,严禁用于本工程以外范围;
- 2、所有图纸上的比例应根据图纸所表示的比例而定,如有不符应与本公司查询;
- 3、承建商施工前应先到现场核对,如有任何问题请在开工前直接联络本公司,否则如有任何问题将由承建商承担。

平面示意 Plane Diagram

 单位出图章 Company Seal



国昇设计有限责任公司
Guosheng Design Co., Ltd.

建筑行业（建筑工程）	甲级	A161013216
市政行业（道路工程）	甲级	A161013216
风景园林工程	甲级	A161013216
环境工程（水污染防治工程）	甲级	A161013216
环境工程（大气污染防治工程）	甲级	A161013216
电力行业（送电、变电、风力发电、新能源发电）	乙级	A261129659
市政行业（给水工程、排水工程、桥梁工程、城镇燃气工程）	乙级	A261129659
热力工程、环境卫生工程	乙级	A261129659
公路行业（公路）	乙级	A161013216
水利行业	乙级	A161013216(临)
建筑行业（人防工程、冶金行业冶金矿山工程）	乙级	A261129659
机械行业机械加工、轻工纺织工程	乙级	A261129659
建筑地基工程、机电工程设计	乙级	A261129659
城乡规划	甲级	自资规划甲字23610797
工程勘察	乙级	B261110145
工程造价	乙级	Z123061010386
工程咨询	乙级	Z123024010117
工程监理	乙级	E261012501
工程施工	二级	D261122700

签 署

项目负责人 Item.Prin	左 伟	左伟
专业负责人 Chief	杨家龙	杨家龙
审 定 Approved	朴 敏	朴敏
审核 Examined	杨家龙	杨家龙
校对 Checked	邹欣一	邹欣一
设计 Designed	赵春伟	赵春伟

建设单位

广东省广裕集团韶关北江实业有限责任公司

工程名称

广裕北江公司3、4号厂房劳动现场改造工程

子项名称


4号厂房

图纸名称


四层（六监区一分监区）配电系统图

工程号 Pjt. No.	GS-FGS-SG-2026-016	图 号 Dwg. No.	DS-2.07
专 业 Dept.	电气	阶 段 Stage	施工图
比 例 Scale	-	日 期 Date	2026.06
版 次 Ver.	第一版	备 注 Remark	

ZR-W-4x50+1x25-SR-WE
现有楼层配电箱引入

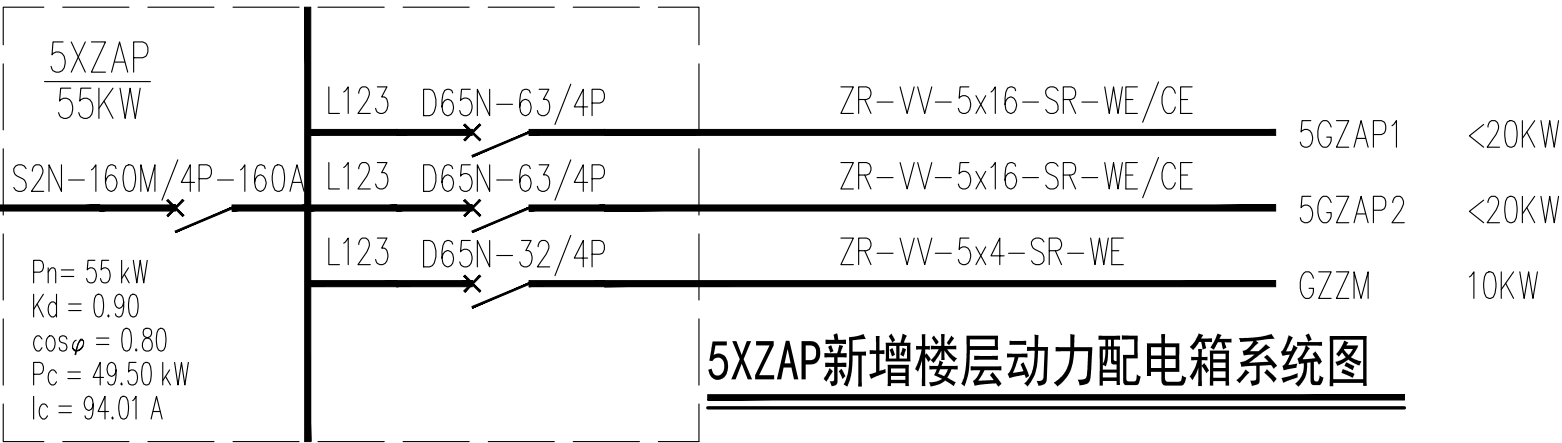

5XZAP新增楼层动力配电箱引入

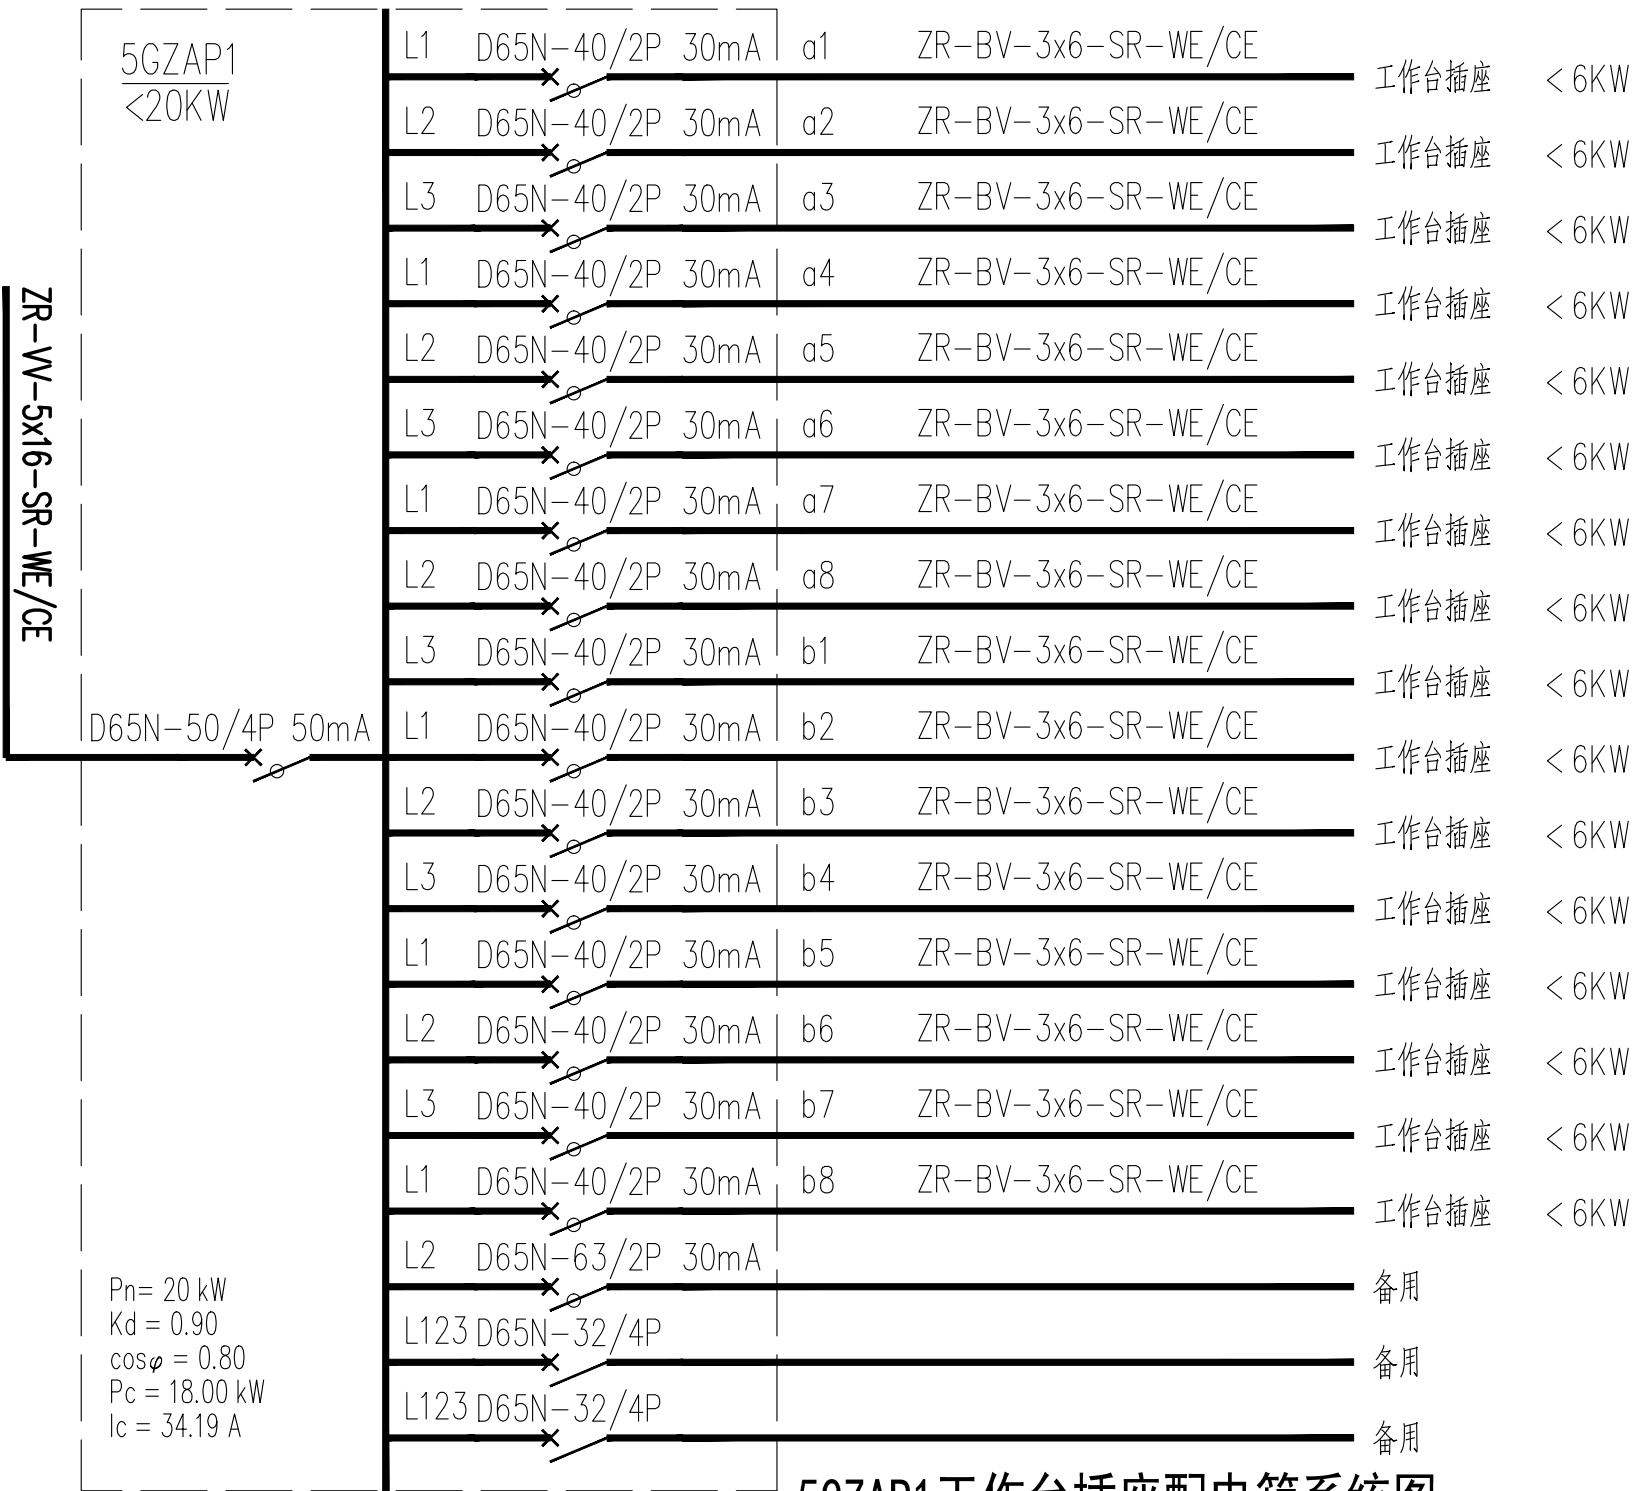


5XZAP新增楼层动力配电箱引入



Pn= 20 kW
Kd = 0.90
cosφ = 0.80
Pc = 18.00 kW
Ic = 34.19 A


Pn= 10 kW
Kd = 0.90
cosφ = 0.80
Pc = 9.00 kW
Ic = 17.09 A

5XZAP新增楼层动力配电箱引入

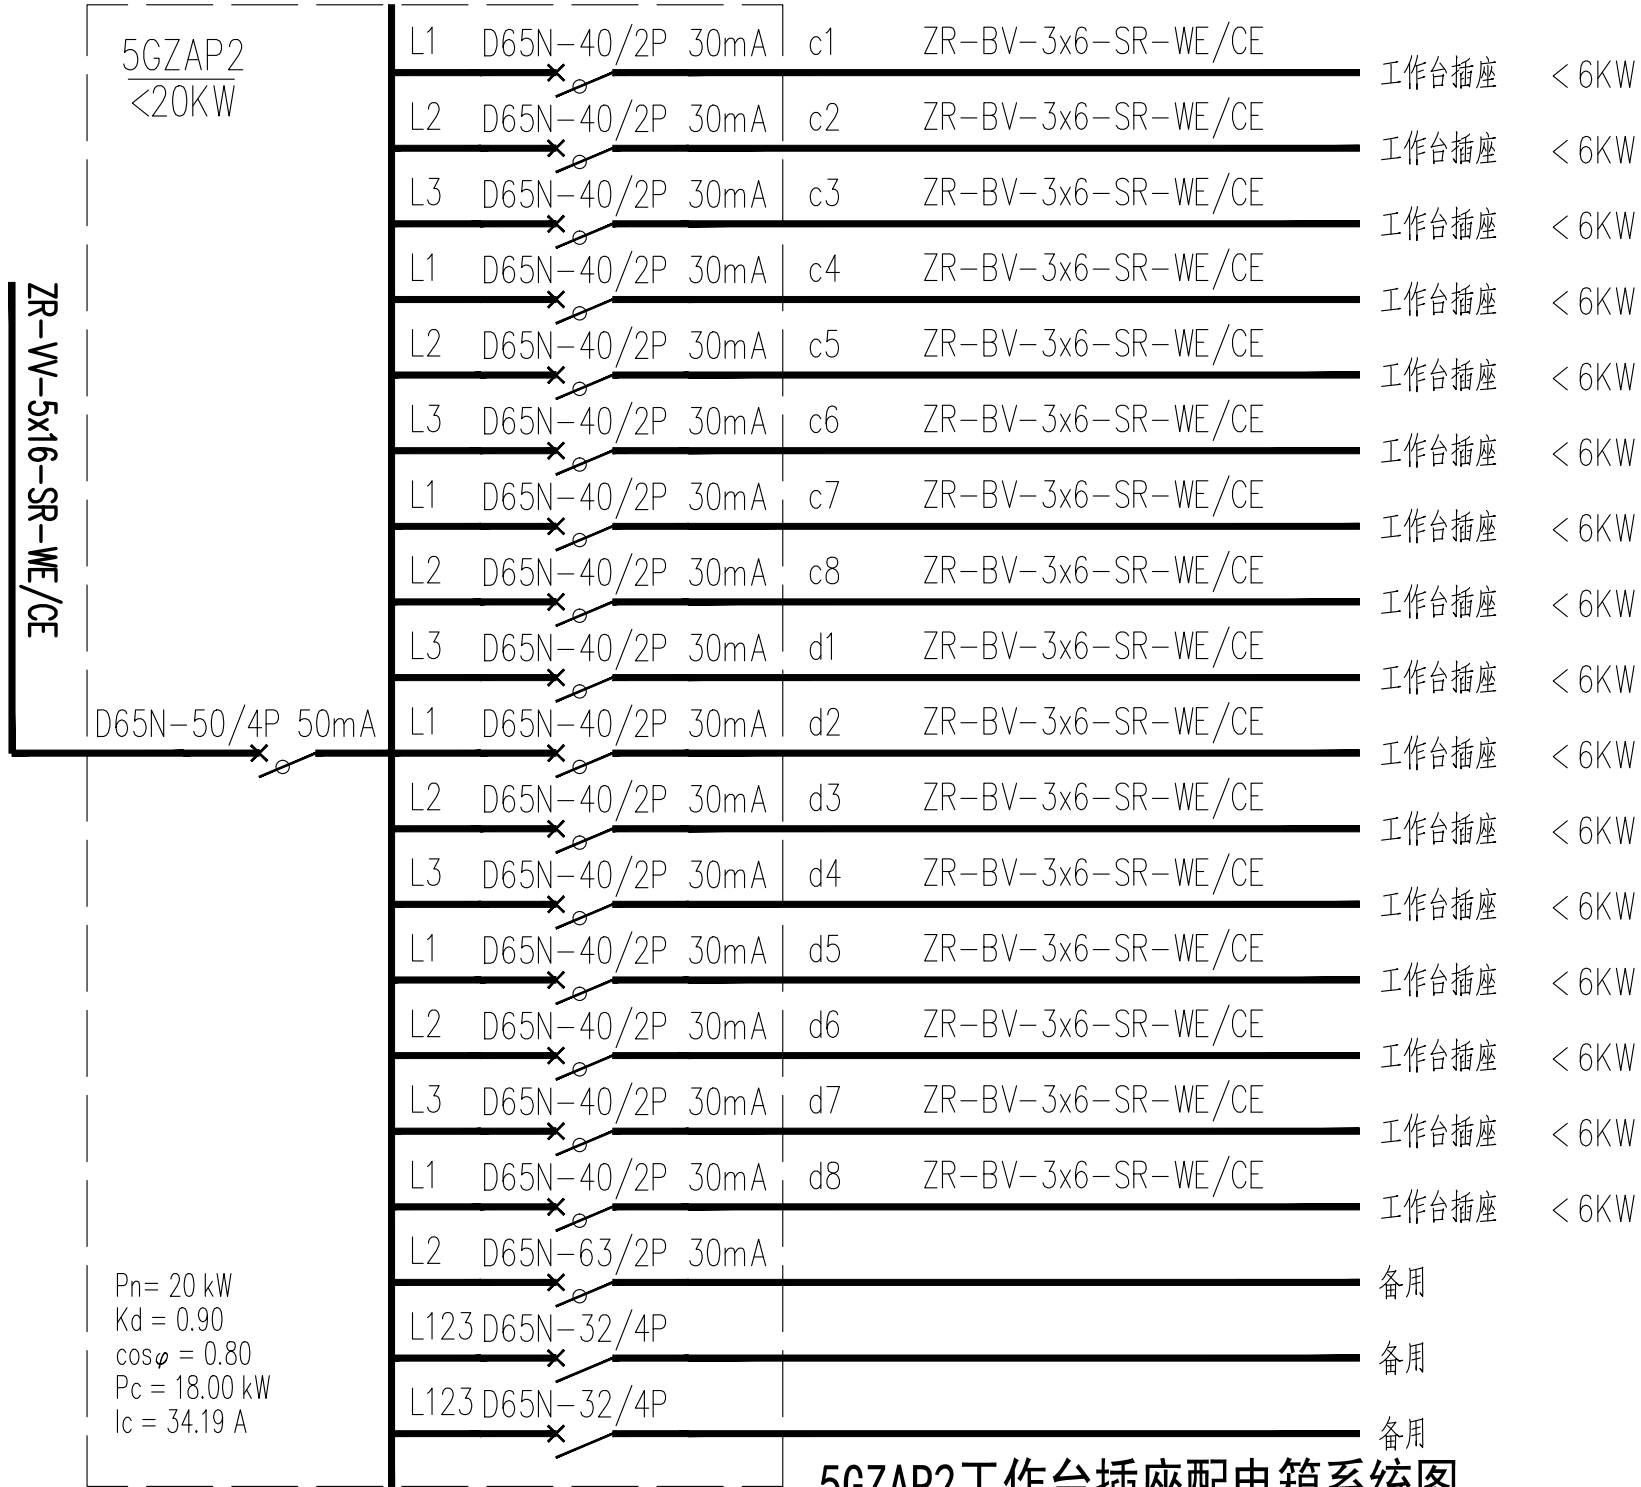

Pn= 20 kW
Kd = 0.90
cosφ = 0.80
Pc = 18.00 kW
Ic = 34.19 A

ZR-W-5x16-SR-WE/CE
现有楼层配电箱引入

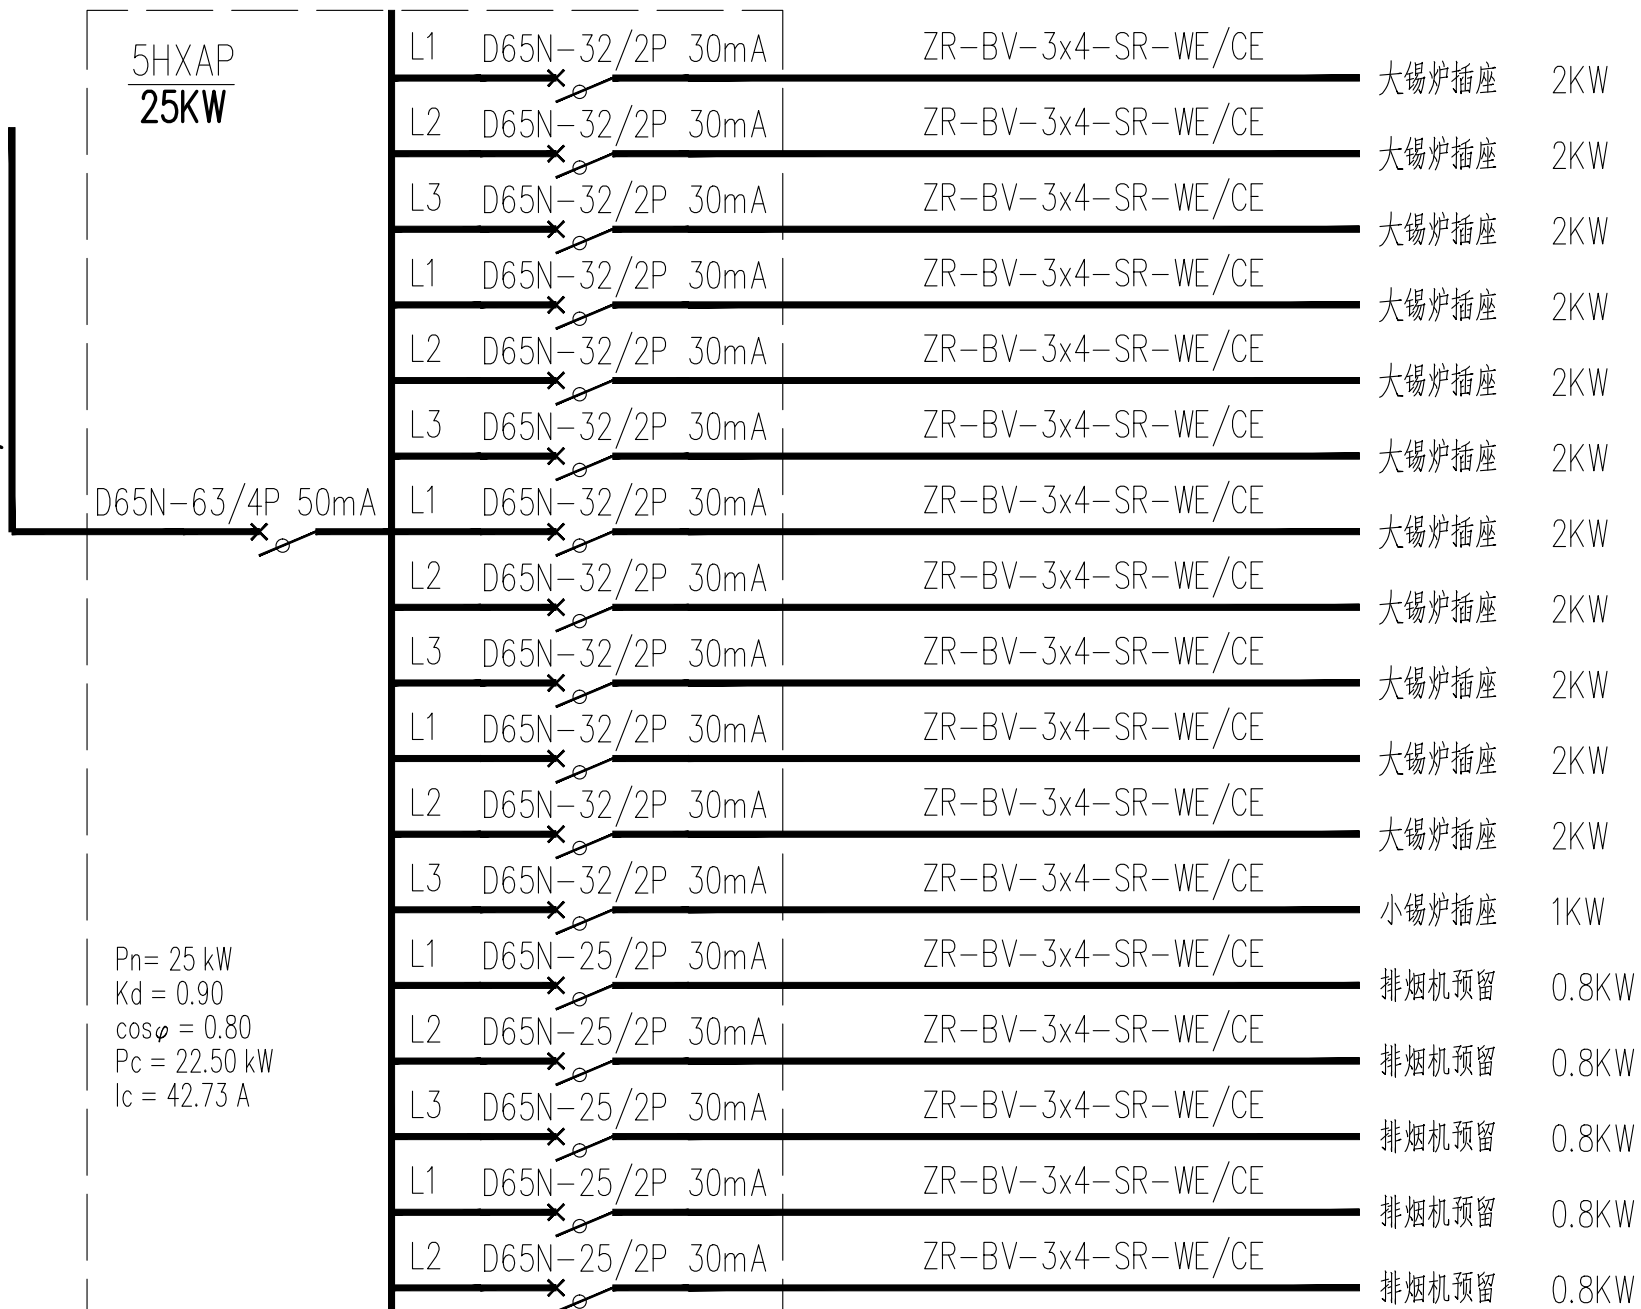

Pn= 25 kW
Kd = 0.90
cosφ = 0.80
Pc = 22.50 kW
Ic = 42.73 A

会 签 Joint Check up

总图		暖通	
规划		电气	
建筑		园林	
结构		种植	
给排水			

备 注 Notes

- 1、本图纸的版权,属国昇设计有限责任公司所有,如未经本公司书面通知不能使用,严禁用于本工程以外范围;
- 2、所有图纸上的比例应根据图纸所表示的比例而定,如有不符应与本公司查询;
- 3、承建商施工前应先到工地核对,如有任何问题请在开工前直接联络本公司,否则如有任何问题将由承建商承担。

平面示意 Plane Diagram

单位出图章 Company Seal

国昇设计有限责任公司
Guosheng Design Co., Ltd.

建筑行业（建筑工程）	甲级	A161013216
市政行业（道路工程）	甲级	A161013216
风景园林工程	甲级	A161013216
环境工程（水污染防治工程）	甲级	A161013216
环境工程（大气污染防治工程）	甲级	A161013216
电力行业（送电、变电、风力发电、新能源发电）	乙级	A261129659
市政行业（给水工程、排水工程、桥梁工程、城镇燃气工程）	乙级	A261129659
热力工程、环境卫生工程	乙级	A261129659
公路行业（公路）	乙级	A161013216
水利行业	乙级	A161013216(临)
建筑行业室内工程、冶金行业冶金工程	乙级	A261129659
机械行业机械加工、轻纺纺织工程	乙级	A261129659
建筑地基工程、机电工程设计	乙级	A261129659
城乡规划	甲级	台资桂甲字23610797
工程勘察	乙级	B261110145
工程造价	乙级	Z123061010386
工程咨询	乙级	Z323024010117
工程监理	乙级	D361012501
工程施工	二级	D261122700

签 署

项目负责人 Item.Prin	左 伟	左伟
专业负责人 Chief	杨家龙	杨家龙
审 定 Approved	朴 敏	朴敏
审核 Examined	杨家龙	杨家龙
校对 Checked	邹欣一	邹欣一
设计 Designed	赵春伟	赵春伟

建设单位

广东省广裕集团韶关北江实业有限责任公司

工程名称

广裕北江公司3、4号厂房劳动现场改造工程

子项名称

4号厂房

图纸名称

五层（六监区二分监区）配电系统图

工程号 Pjt. No.	GS-FGS-SG-2026-016	图 号 Dwg. No.	DS-2. 09
专 业 Dept.	电气	阶 段 Stage	施工图
比 例 Scale	-	日 期 Date	2026. 06
版 次 Ver.	第一版	备 注 Remark	